


PLANTA BAIXA 1º PAVIMENTO


[illegible]

Sistema: TRIFÁSICO TNS; Tensão:220/127V; Freq.: 60Hz; 1 cc 3f sim: 5kA; Localização: SL PROJECÇÃO; Origem MEDIÇÃO;
Material: METÁLICO; G. Proteção: IP44; Instalação: APARENTE NA PAREDE; Espelho Interno: 100% DA ÁREA; Porta Externa: COM FECHADURA;
Barramento: 3F+N+T; Inominal =200A; Alim. Geral: 3F+N - #50mm²-PVC 0,6/1kV + T - #25mm²-PVC 450/750V


LEGENDA DE CIRCUITOS

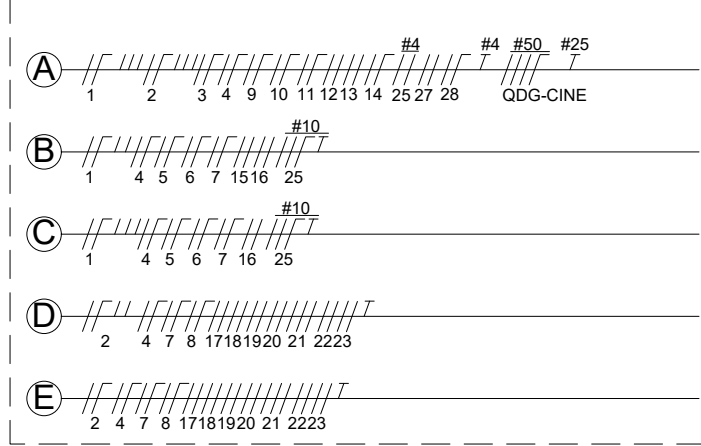

FORMATO: A0(1175x830mm)

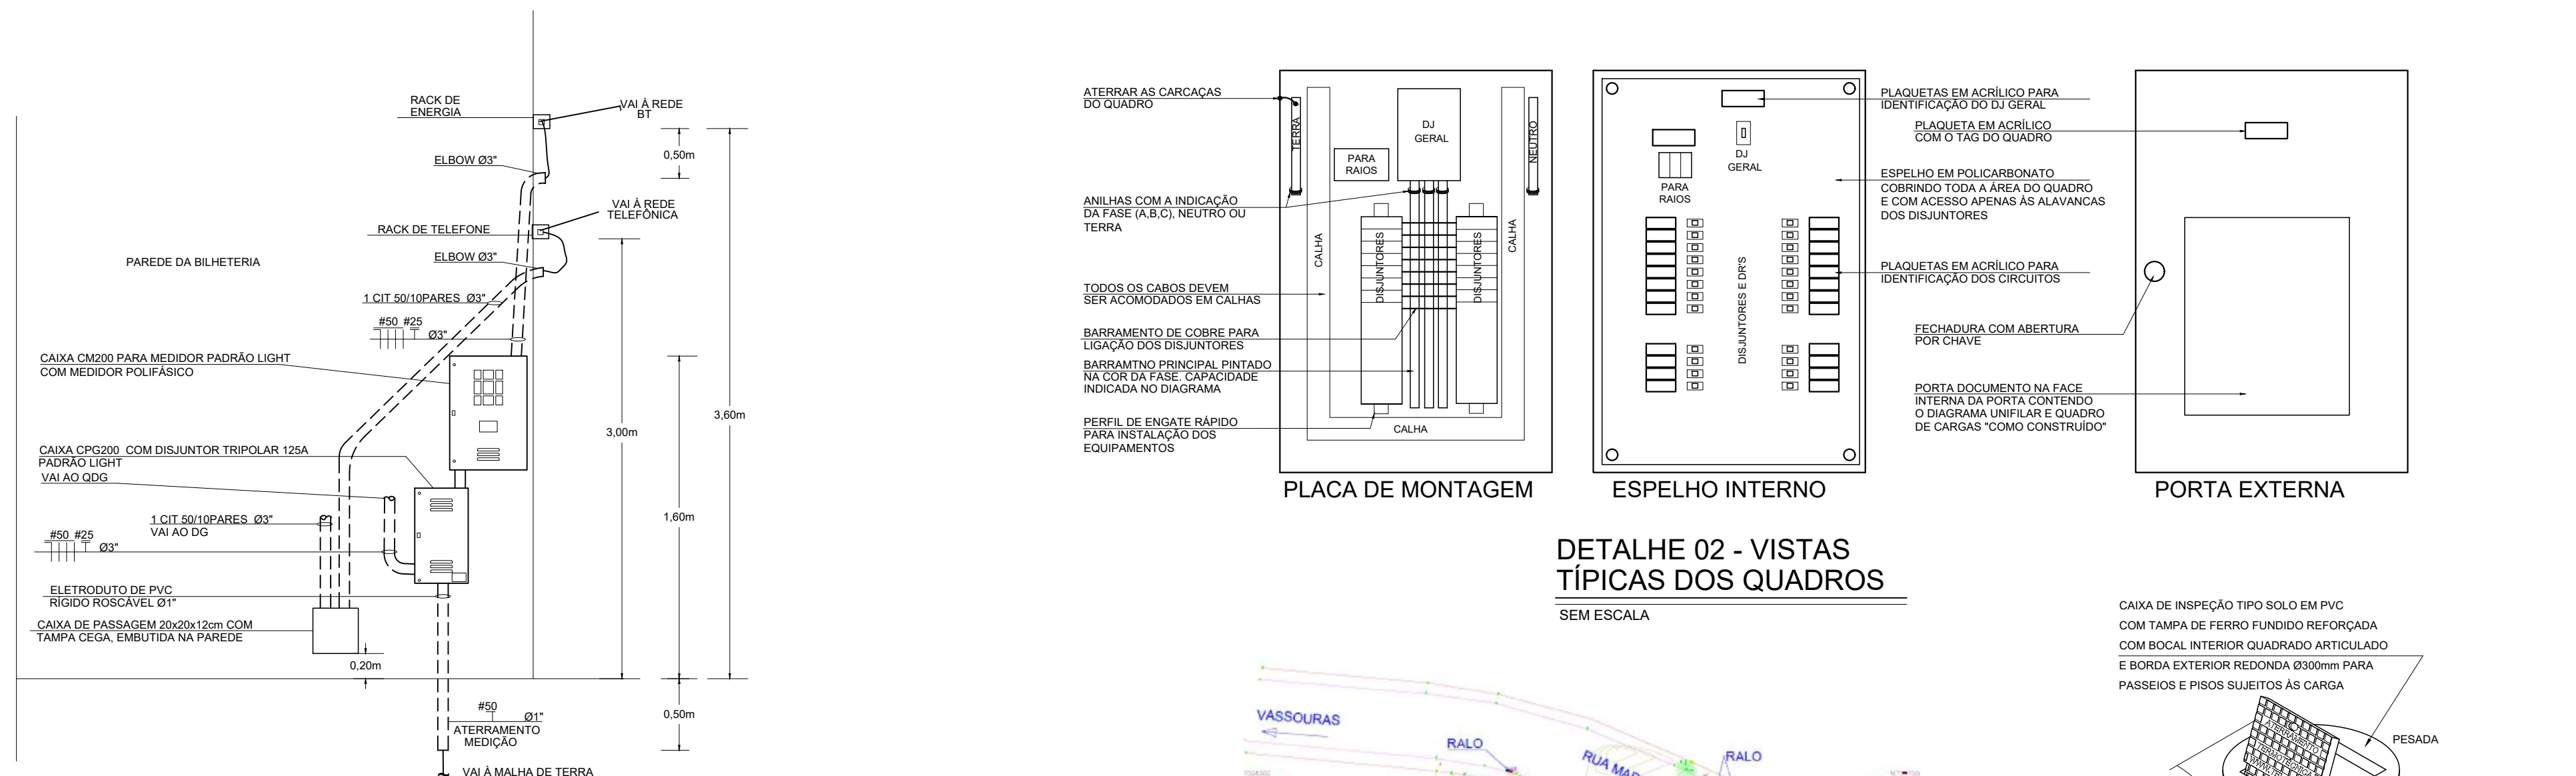

DETALHE 01 - ENTRADA DE ENERGIA E TELEFONE
SEM ESCALA

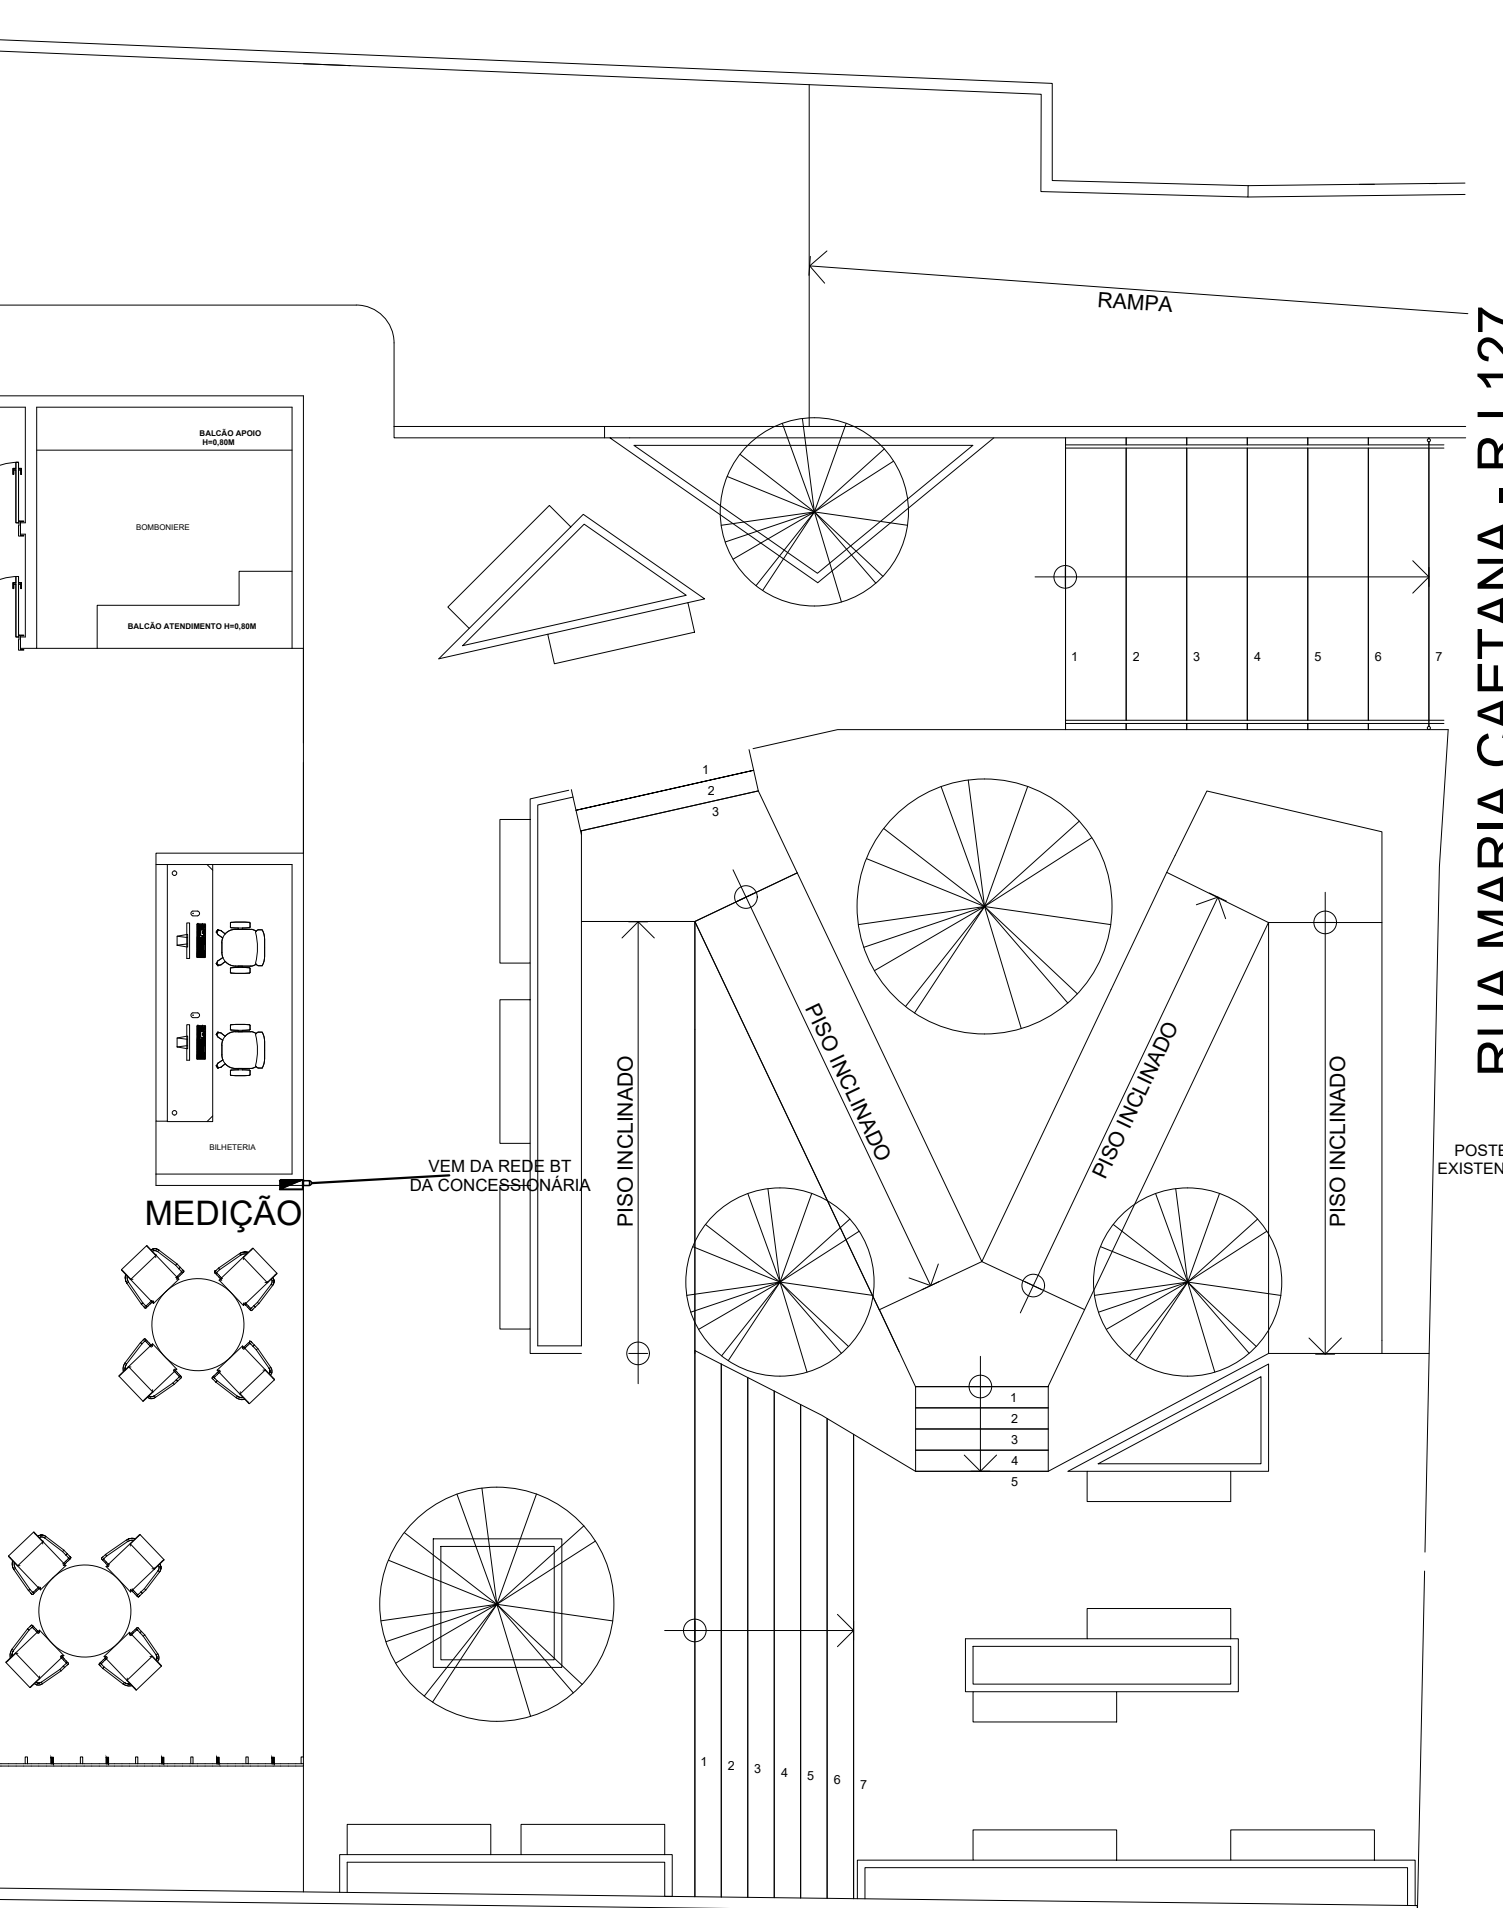

PLANTA DE SITUAÇÃO
ESCALA: 1/100


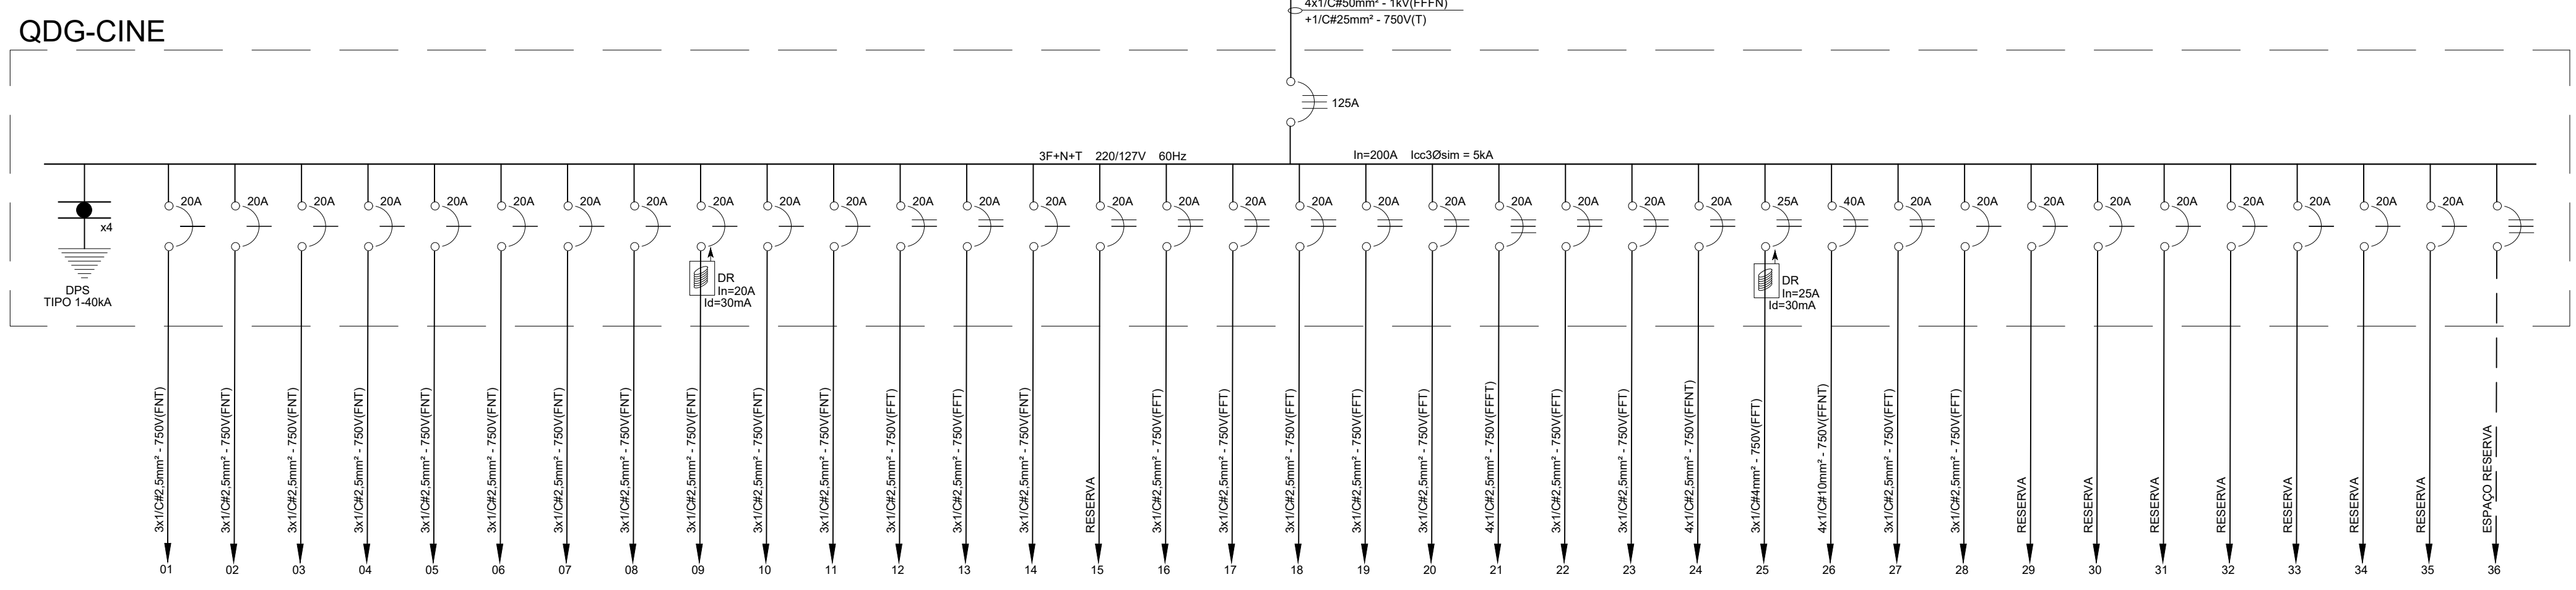


DIAGRAMA UNIFILAR GERAL E QDG-CINE



LEGENDA DE SÍMBOLOS

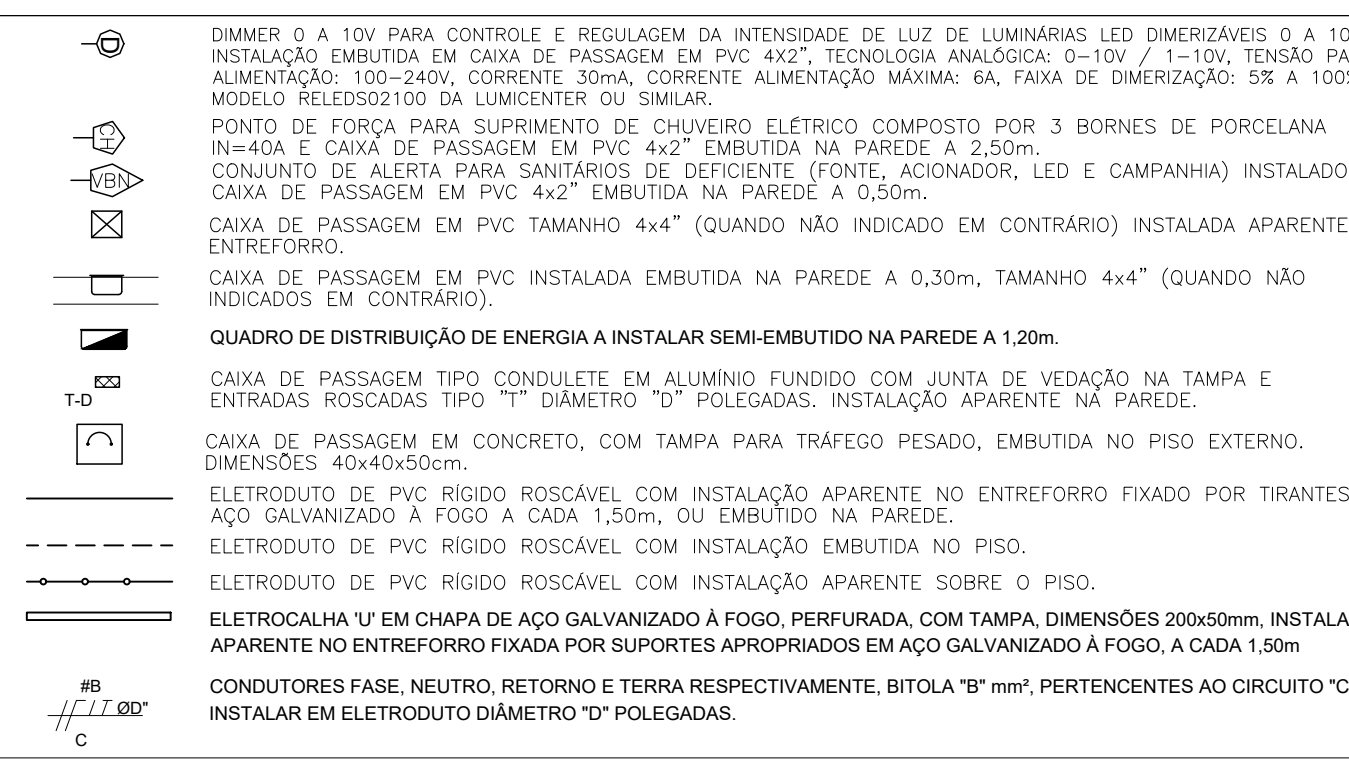

AS

 
 
01- TODAS AS ÁREAS AFETADAS COM SER RECOMPOSTAS COM ACABAMENTO IDENTICO AO DO AMBIENTE, COM FOMULA A ASSEGURAR PERFEITA COORDENACAO ESTÉTICA, SEGURANÇA E ESTANDEIZACAO DAS INSTALACOES.

02- TODAS AS ÁREAS AFETADAS DEVEM RECEBER IDENTIFICACAO ATRAVES DE ETIQUETA INDELEVEL COM O QUADRO DE SUPRIMENTO, ORCAMENTO, NUMERO DE FASES E TENSÃO.


03- AS INSTALACOES DEVERAO OBEDECER AS NORMAS TECNICAS BRASILEIRAS, EM ESPECIAL NR-10 E NR-3410 AO FINAL DA OBRA, O QUE INCLUI A NECESSIDADE DE SE ADOPTAR MEDIDAS DE SEGURANCA PARA EVITAR ACIDENTES DURANTE A CONSTRUCCAO.

04- DEVERAO SER FORNECIDOS TODOS OS PONTOS DE TOMADAS, ILUMINACAO, INTERRUPTORES E DEMAS EQUIPAMENTOS COM SEUS RESPECTIVOS CIRCUITOS, NR DE FASES, POTENCIA E DEMAS CARACTERISTICAS, OS DESENHOS DEVEM SER FORNECIDOS EM MIDIO MAGNETICO (AUTO CAD) JUNTAMENTE COM O PROJETO.

05- CABEÇA AO PRESENTE INSTALAR/COMPATIBILIZAR A POSICAO DOS PONTOS DE FORÇA PARA EQUIPAMENTOS DE AR CONDICIONADO E DE COMBATE A INCENDIOS, PARA TAL, DEVE INTERAGIR COM OS INSTALADORES DESTAS DISCIPLINAS OBTENDO AS INFORMACOES NECESSARIAS.

REDES					
03	ILUMINAÇÃO SALA MULTI-USO				
02	MUDANÇA NA ARQUITETURA E BALIZADORES				
01	ATENDIDOS AOS COMENTARIOS DA FISCALIZAÇÃO				
		CARIMBO APROVAÇÃO			
					
1. TODAS AS MEDIDAS E DIMENSÕES ESTÃO EM METRO, EXCETO ONDE INDICADO.					
IOLANDA MOTINHO SILVA		Assinado de forma digital por IOLANDA MOTINHO SILVA COTAÇÃO:0458435546		DE ACORDO: _/ _/ _	
ASS: 0458435546		RESP: TÉCNICO: Redsonete Engenharia e Arquitetura		ASS: _____	
CNPJ: 35.102.216/0001-42 SALVADOR/BA - TEL: (71) 86203-0385				CONTRATANTE: SECEC CNPJ: _____	
CONTRATAÇÃO					
RECÔNCAVO ENGENHARIA E ARQUITETURA					
		CONTRATANTE		DISCIPLINA:	
		SECRETARIA DE ESTADO DE CULTURA E ECONOMIA CRIATIVA		ELÉTRICA	
UNIDADE		CINEMA DA CIDADE DE MENDES		PR. N.º	
ENDEREÇO		RUA MARIA CAETANA / RJ 127 - MENDES - RIO DE JANEIRO		EL-02	
				versão: 2ª	
FRENTE		PLANTA BAIXA 1º PAVIMENTO, ENTRADA DE ENERGIA, MEDIÇÃO E DETALHES		PROBLEMA	
AUTOR DO PROJETO		CALCULADA		EXECUTIVO	
EDUARDO P. ANDRADE		21.453-D		DATA	
				17/11/2023	
				FOLHA	
				1 : 50	


IGREJA SANTO ANTÔNIO

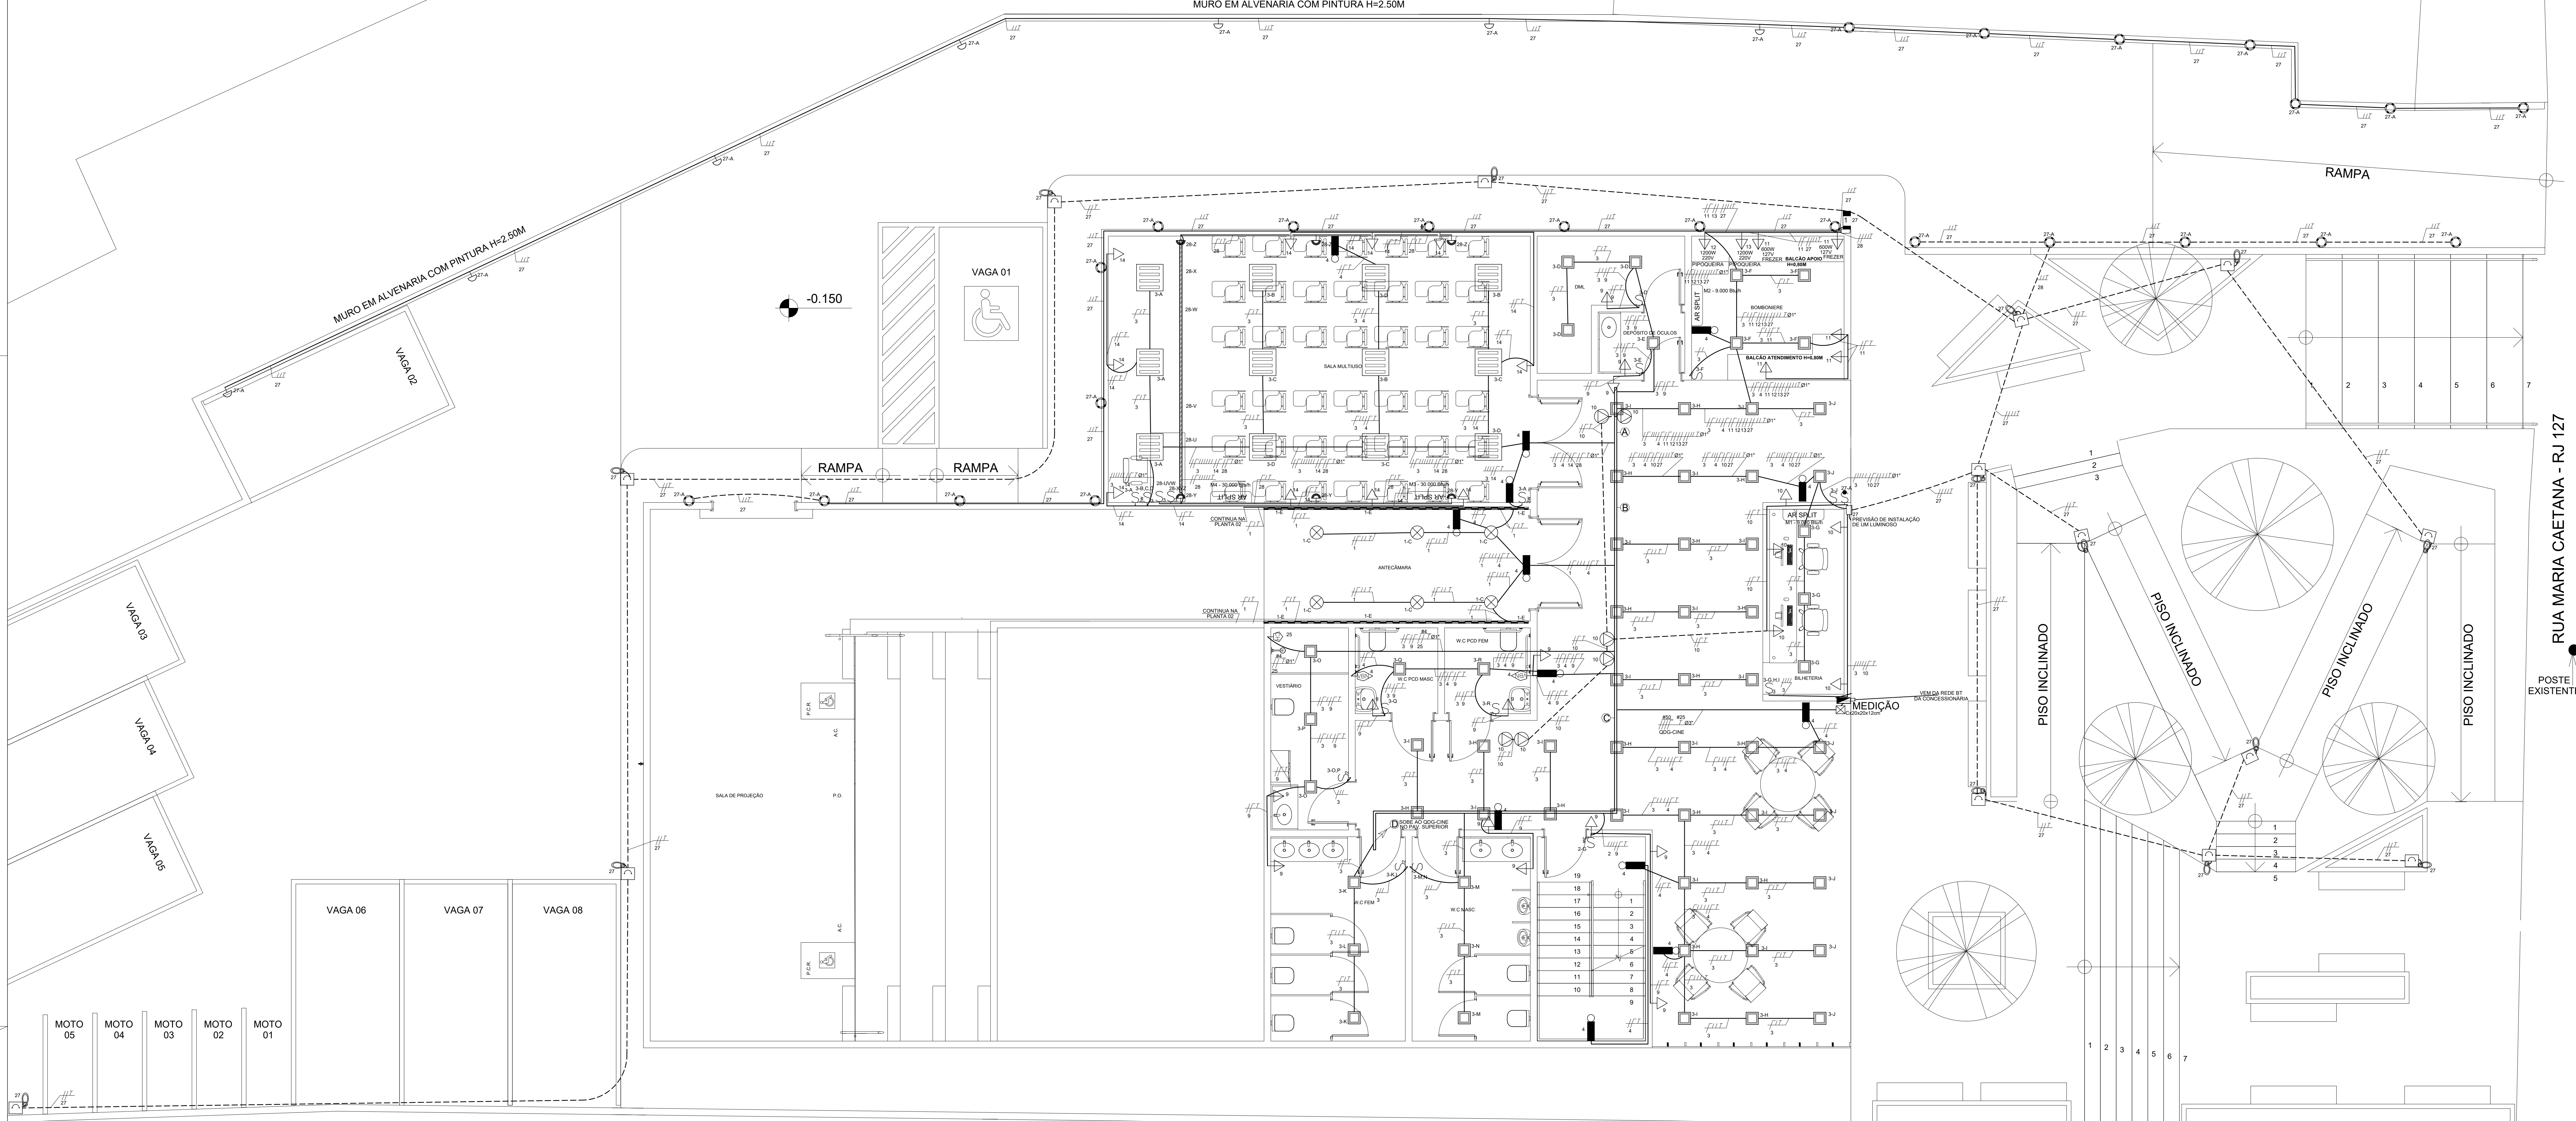

PLANTA BAIXA TÉRREO
ESCALA: 1:50


VILA SIPEC

LEGENDA DE CIRCUITOS

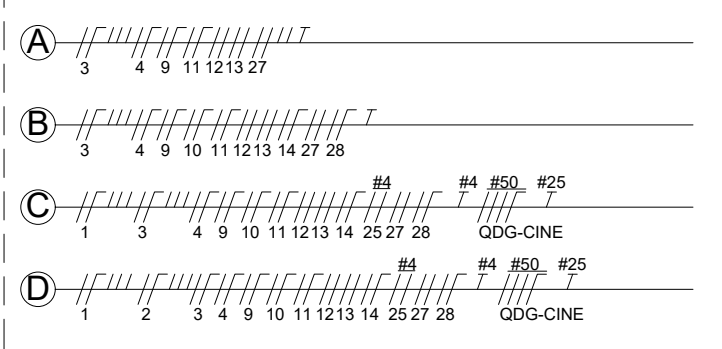


DETALHE 01 - LIGAÇÃO DE LUMINÁRIAS

SEM ESCALA

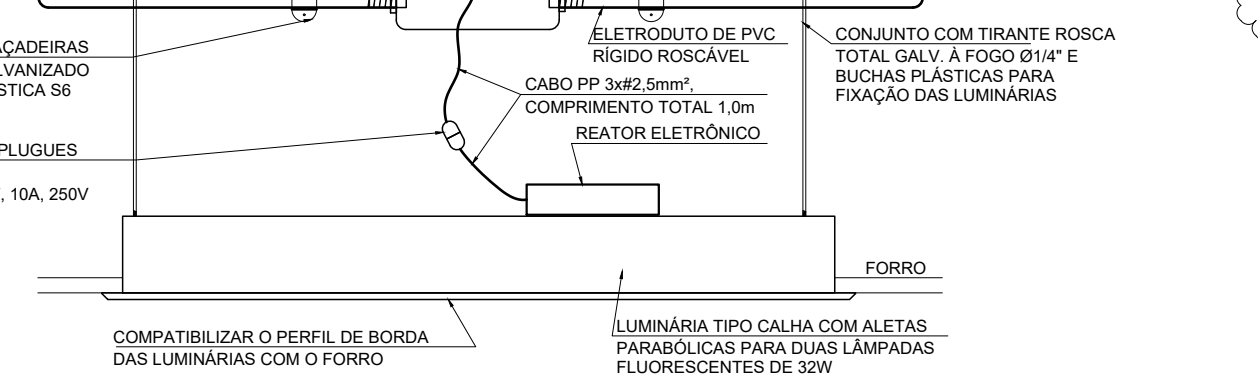


DETALHE 02 - PONTO DE FORÇA PARA ALIM. DE EQUIP.

SEM ESCALA

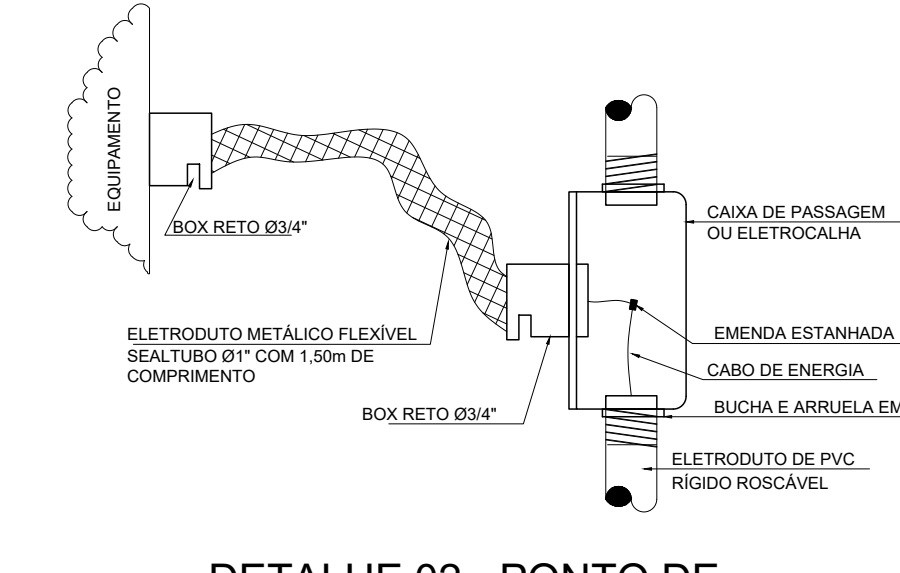


DETALHE 03 - IDENTIFICAÇÃO DAS TOMADAS

SEM ESCALA

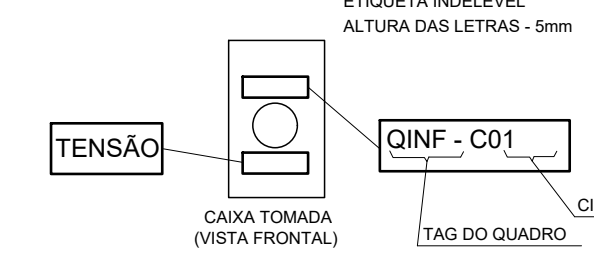

LEGENDA DE SÍMBOLOS

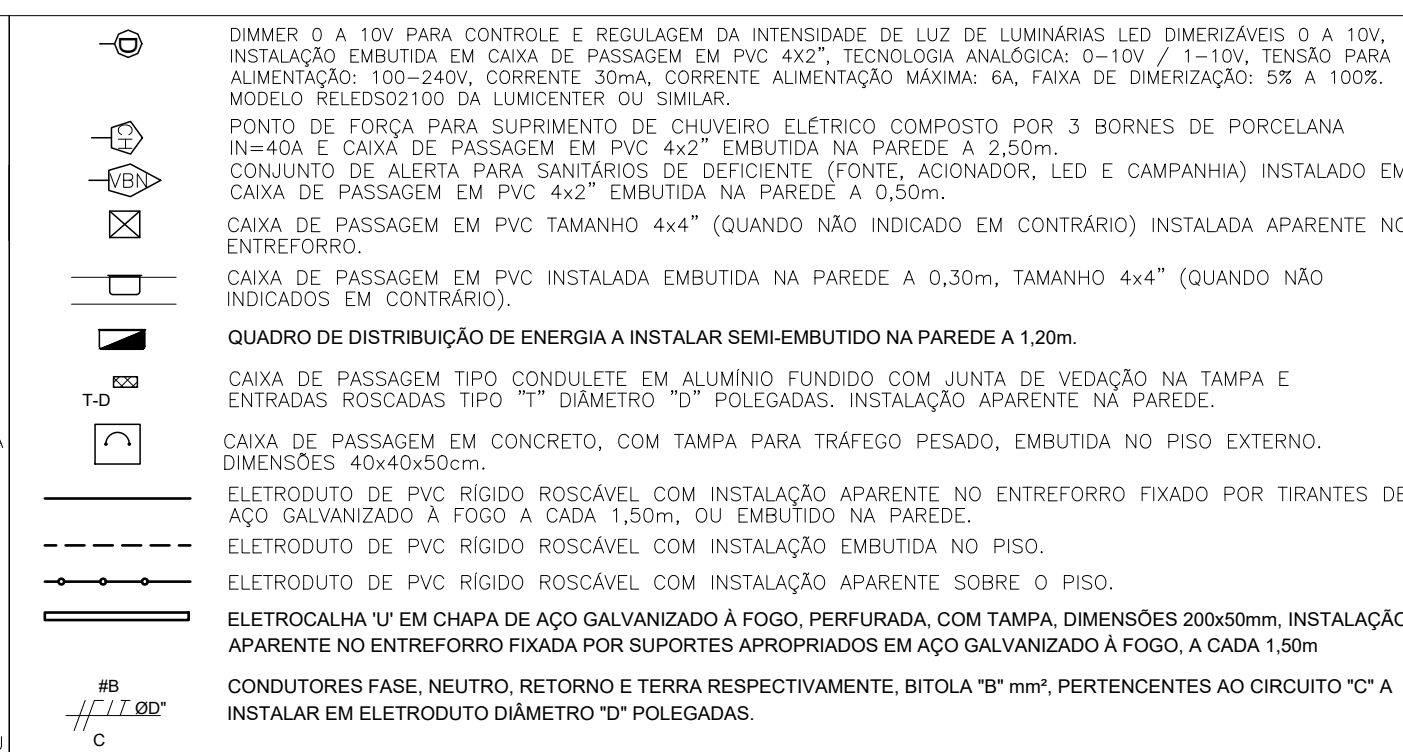

NOTAS

- 1- TODAS AS MEDIDAS E DIMENSÕES ESTÃO EM METRO, EXCETO ONDE INDICADO.
- 2- TODAS AS MEDIDAS E DIMENSÕES ESTÃO EM METRO, EXCETO ONDE INDICADO.
- 3- AS INSTALAÇÕES DEVE-SE REALIZAR DE ACORDO COM AS NORMAS TÉCNICAS BRASILEIRAS, EM ESPECIAL, NBR-10, E NBR-1300, AO FINAL DA OBRA, O CONTRATANTE DEVE APRESENTAR, LIGADO, AS BASTAS ATRAVÉS DE UM CONJUNTO DE DESENHOS DAS INSTALAÇÕES ELÉTRICAS ATUALIZADO CONFORME CONTRATO DE OBRA, COM TODAS AS TOMADAS, LUMINÁRIAS, INTERRUPTORES E DEMAIS EQUIPAMENTOS COM SEUS RESPECTIVOS COTADORES DE PREÇOS E PREÇOS DE VENDA, PARA QUE SEJA POSSÍVEL A REALIZAÇÃO DOS PONTOS DE FORÇA PARA EQUIPAMENTOS DE ACORDO COM O CONTRATO DE OBRA.
- 4- CADA BASTA DEVE SER IDENTIFICADA COM UM NÚMERO DE 01 A 10, PARA QUE SEJA POSSÍVEL A REALIZAÇÃO DOS PONTOS DE FORÇA PARA EQUIPAMENTOS DE ACORDO COM O CONTRATO DE OBRA.
- 5- ELÉTRICISTAS NÃO DEVEM SER RESPONSÁVEIS POR DANOS CAUSADOS POR EQUIPAMENTOS DE ACORDO COM O CONTRATO DE OBRA.

REVISÕES		DE ACORDO	
05	NOVO BLOCO AUTÔNOMO NA ESCADA	DE	DE
04	ILUMINAÇÃO SALA MULTIUSO	DE	DE
03	ILUMINAÇÃO SALA MULTIUSO	DE	DE
02	MODIFICAÇÕES NA ARQUITETURA E BALIZADORES	DE	DE
01	ATENDIDOS AOS COMENTÁRIOS DA FISCALIZAÇÃO	DE	DE
CARIMBO APROVAÇÃO			
1- TODAS AS MEDIDAS E DIMENSÕES ESTÃO EM METRO, EXCETO ONDE INDICADO.			
CONTRATANTE: RECONCÁVO ENGENHARIA E ARQUITETURA		CONTRATADA: SECRETARIA DE ESTADO DE CULTURA E ECONOMIA CRIATIVA	
UNIDADE: CINEMA DA CIDADE DE MENDES		PR. Nº: EL-01	
ENDEREÇO: RUA MARIA CAETANA - RJ 127 - MENDES - RIO DE JANEIRO		VERSÃO: 2ª	
PRONOME: PLANTA BAIXA - TÉRREO		PROJETO: EXECUTIVO	
AUTOR DO PROJETO: EDUARDO P. ANDRADE		DATA: 17/11/2023	
CÁDASTRO: 21.453-D		ESCALA: 1:50	

[illegible]

CANOTÃO COM DUAS TOMADAS DE REDE TIPO R44S, CATEGORIA B, INSTALADA EM CAIXA DE PVC 4x2 EMBUTIDA NA PAREDE A 0,30m DA ALTEIRA.

IDEM, POEIRO A 1,20m DE ALTEIA.

CANOTÃO COM UMA TOMADA DE REDE TIPO R44S, CATEGORIA B, INSTALADA EM CAIXA DE PVC 4x2 APARENTE NA PAREDE.

CÂMERA IP, BULLET, VÍRFICAL, 3MP, PSE, USO INTERNO E EXTERIOR, MODELO 650373 DA GIGASECURITY QUE EQUIVALENTE, INSTALAÇÃO APARENTE NO INTERIOR JUNTAMENTE À UMA CAIXA DE PVC 4x4 (QUANDO NÃO INDICADO EM CONTRÁRIO).

CÂMERA IP, BULLET, VÍRFICAL, 3MP, PSE, USO INTERNO E EXTERIOR, MODELO 650373 DA GIGASECURITY QUE EQUIVALENTE, INSTALAÇÃO EMBUTIDA NA PAREDE A 0,30m, TAMANHÃO 4x4 (QUANDO NÃO INDICADO EM CONTRÁRIO COM FURTO CENTRAL EMBUTIDA NA PAREDE).

DISTRIBUIÇÃO GERAL DE TELEFONE PADRÃO TELÓFEROS, INSTALAÇÃO EMBUTIDA NA PAREDE A 1,20m DO CHÃO.

CAIXA DE PASSAGEM EM PVC TAMANHÃO 4x4 (QUANDO NÃO INDICADO EM CONTRÁRIO) INSTALAR APARENTE NA PAREDE.

CAIXA DE PASSAGEM EM PVC TAMANHÃO 4x4 (QUANDO NÃO INDICADO EM CONTRÁRIO) INSTALAR EMBUTIDA NA PAREDE A 0,30m, TAMANHÃO 4x4 (QUANDO NÃO INDICADO EM CONTRÁRIO).

ELEKTRODUTO DE PVC ROSSO ROSÁVEIS, COM INSTALAÇÃO APARENTE NO TAMANHÃO QUATRO POR TRÊS, QUANTIDADE A FORÇA DE CÁLCULO.

ELEKTRODUTO DE PVC ROSSO ROSÁVEIS, COM INSTALAÇÃO EMBUTIDA NO PISO.

QUANTIDADE "Y" DE CANAIS EM TUBULÃO DIÂMETRO "P" POLIÉSTALO SENDO:

-8"x11" -> CABOS TIPO 10 COM 4 PARES CATEGORIA 5E

-8"x11" -> CABOS TELEFÔNICOS, USO INTERNO TIPO ST COM 30 PARES.

CONCESSIONÁRIO

- 01- APÓS CONCLUIR AS INSTALAÇÕES, DEVE-SE ELABORAR UM CONSULTO DE RESENMAS DAS INSTALAÇÕES ATUALIZADO, POR CONTEÚDO, CONSTATAR TODOS OS PONTOS DE TOMADAS E DEMAS EQUIPAMENTOS COM SEUS RESPECTIVOS NÚMEROS E DEMAS CARACTERÍSTICAS. OS DESENHOS DEVE-SE EM ENVIAR PARA O DEPARTAMENTO DE PROJEÇÃO (AUTO CAD) JUNTAMENTE COM FOTOS DAS INSTALAÇÕES ACABADAS.
- 02- ELÉTRICISTAS NÃO OBTIDOS SÃO 08 N°s.
- 03- AS INSTALAÇÕES DEVERÃO OBEDECER AN NORMAS TÉCNICAS BRASILEIRAS.
- 04- PATCH PANELS, ORGANIZADORES HORIZONTAIS, RACK, REGUAS DE TOMADAS E DEMAS EQUIPAMENTOS SERÃO NÚMEROS E DEVERÃO SER FORNECIDOS AS INSTALAÇÕES NA USA.
- 05- TODOS OS PONTOS DE TOMADA DEVE RECEBER IDENTIFICAÇÃO ATRAVÉS DE ETIQUETA INDELEZIVEL COM O NÚMERO DO PONTO.
- 06- CABEIRA AO INSTALADOR LANÇAR UM CABO TELEFÔNICO COM 30 PARES INTERLIGANDO A ENTRADA TELEFÔNICA AO RACK.
- 07- O RACK CONTEINIDOR DE REDE DEVE SER FIXADO A PARDESE COM TUDO A 1,80m de ALTURA.

01	ATENDIDOS AOS COMENTÁRIOS DA FISCALIZAÇÃO

IOLANDA MOITINHO Assinado de forma digital

SILVA por IOLANDA MOTTINHO
COSTA:04884358546 SILVA
COSTA:04884358546

1- TODAS AS MEDIDAS E DIMENSÕES ESTÃO EM METRO, EXCETO ONDE INDICA

DE ACORDO: __/__/____

ASS :  Milli Eğitim Bakanlığı
T.C. Milli Eğitim Bakanlığı
T.C. Milli Eğitim Bakanlığı
T.C. Milli Eğitim Bakanlığı

RESP. TÉCNICO: Reconhecido Engenharia e Arquitetura
CNPJ: 35.162.256/00001-62 | RUA VAPORINA, 1791 | (71) 992293309

CONTRATADA

RECÔNCAVO ENGENHARIA E ARQUITETURA

RECONCAVO ENGENHARIA E ARQUITETURA
@reconcavo.ea / contato@reconcavo.ea.com.br
SALVADOR/BA - (71) 98259-0265

CONTRATANTE	DISCIPLINA:
-------------	-------------

SECRETARIA DE ESTADO DE
CULTURA E ECONOMIA CRIATIVA

UNIDADE	CINEMA DA CIDADE DE MENDES	PR. Nº	1
---------	----------------------------	--------	---

EL-01



RUA MARIA CAETANA / RJ 127 - MENDES - RIO DE JANEIRO	VERSÃO
--	--------

PRONCHA	PLANTA BAIXA - TÉRREO	PROJETO EXECUTIVO
---------	-----------------------	----------------------

AUTOR DO PROJETO	CALCULEIA	DESENHO	DATA	E
EDUARDO P. ANDRADE	21.453-D	EPA	09/11/2023	1:5

[illegible]

FORMATO: A0(1175x830mm)

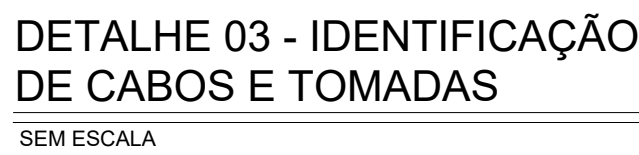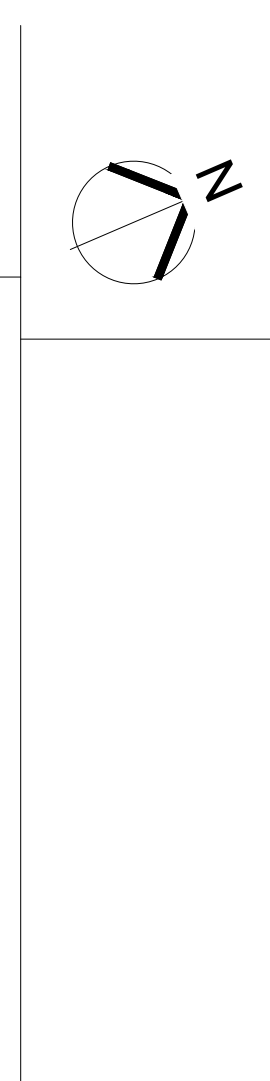

DETALHE 03 - IDENTIFICAÇÃO DE CABOS E TOMADAS

[illegible]

REVISÕES		CARIMBO APROVAÇÃO	
M			
01	[ATENDIDOS AOS COMENTÁRIOS DA FISCALIZAÇÃO]		
IOLANDA MOITINHO SILVA COSTA:04884358546		Assinado de forma digital por IOLANDA MOITINHO SILVA COSTA:04884358546	
1- TODAS AS MEDIDAS E DIMENSÕES ESTÃO EM METRO, EXCETO ONDE INDICADO.			
 ASS: _____ RESP. TÉCNICO: Reinaldo Engenharia e Arquitetura CNPJ: 26.102.16/0001-42 VIA: CURITIBA - TEL: (41) 90293-0205		DE ACORDO: _ _ / _ _ / _ _ ASS: _____ CONTRATANTE: SECEC CNPJ: _____	
CONTRATADA  RECÔNCAVO ENGENHARIA E ARQUITETURA 01608-0001-11 VIA: CURITIBA - TEL: (41) 90293-0205			
CONTRATANTE SECRETARIA DE ESTADO DE CULTURA E ECONOMIA CRIATIVA RUA MARIA CAETANA / RJ 127 - MENDES - RIO DE JANEIRO		GERÊNCIA: TELEFONIA / REDE RE-01 EL-02	
UNIDADE RIMA DA CIDADE DE MENDES		VERSÃO 1º	
ENDERECO CINELANDIA BAIXA - 1º PAVIMENTO E DETALHES		PROJETO EXECUTIVO	
PRONCHA ALTO DO PROJETO EDUARDO P. ANDRADE		DATA 09/11/2023	
CALCULO 21.453-D		DESENHO EPA	
ESCALA 1:50		ESCALA 1:50	

