



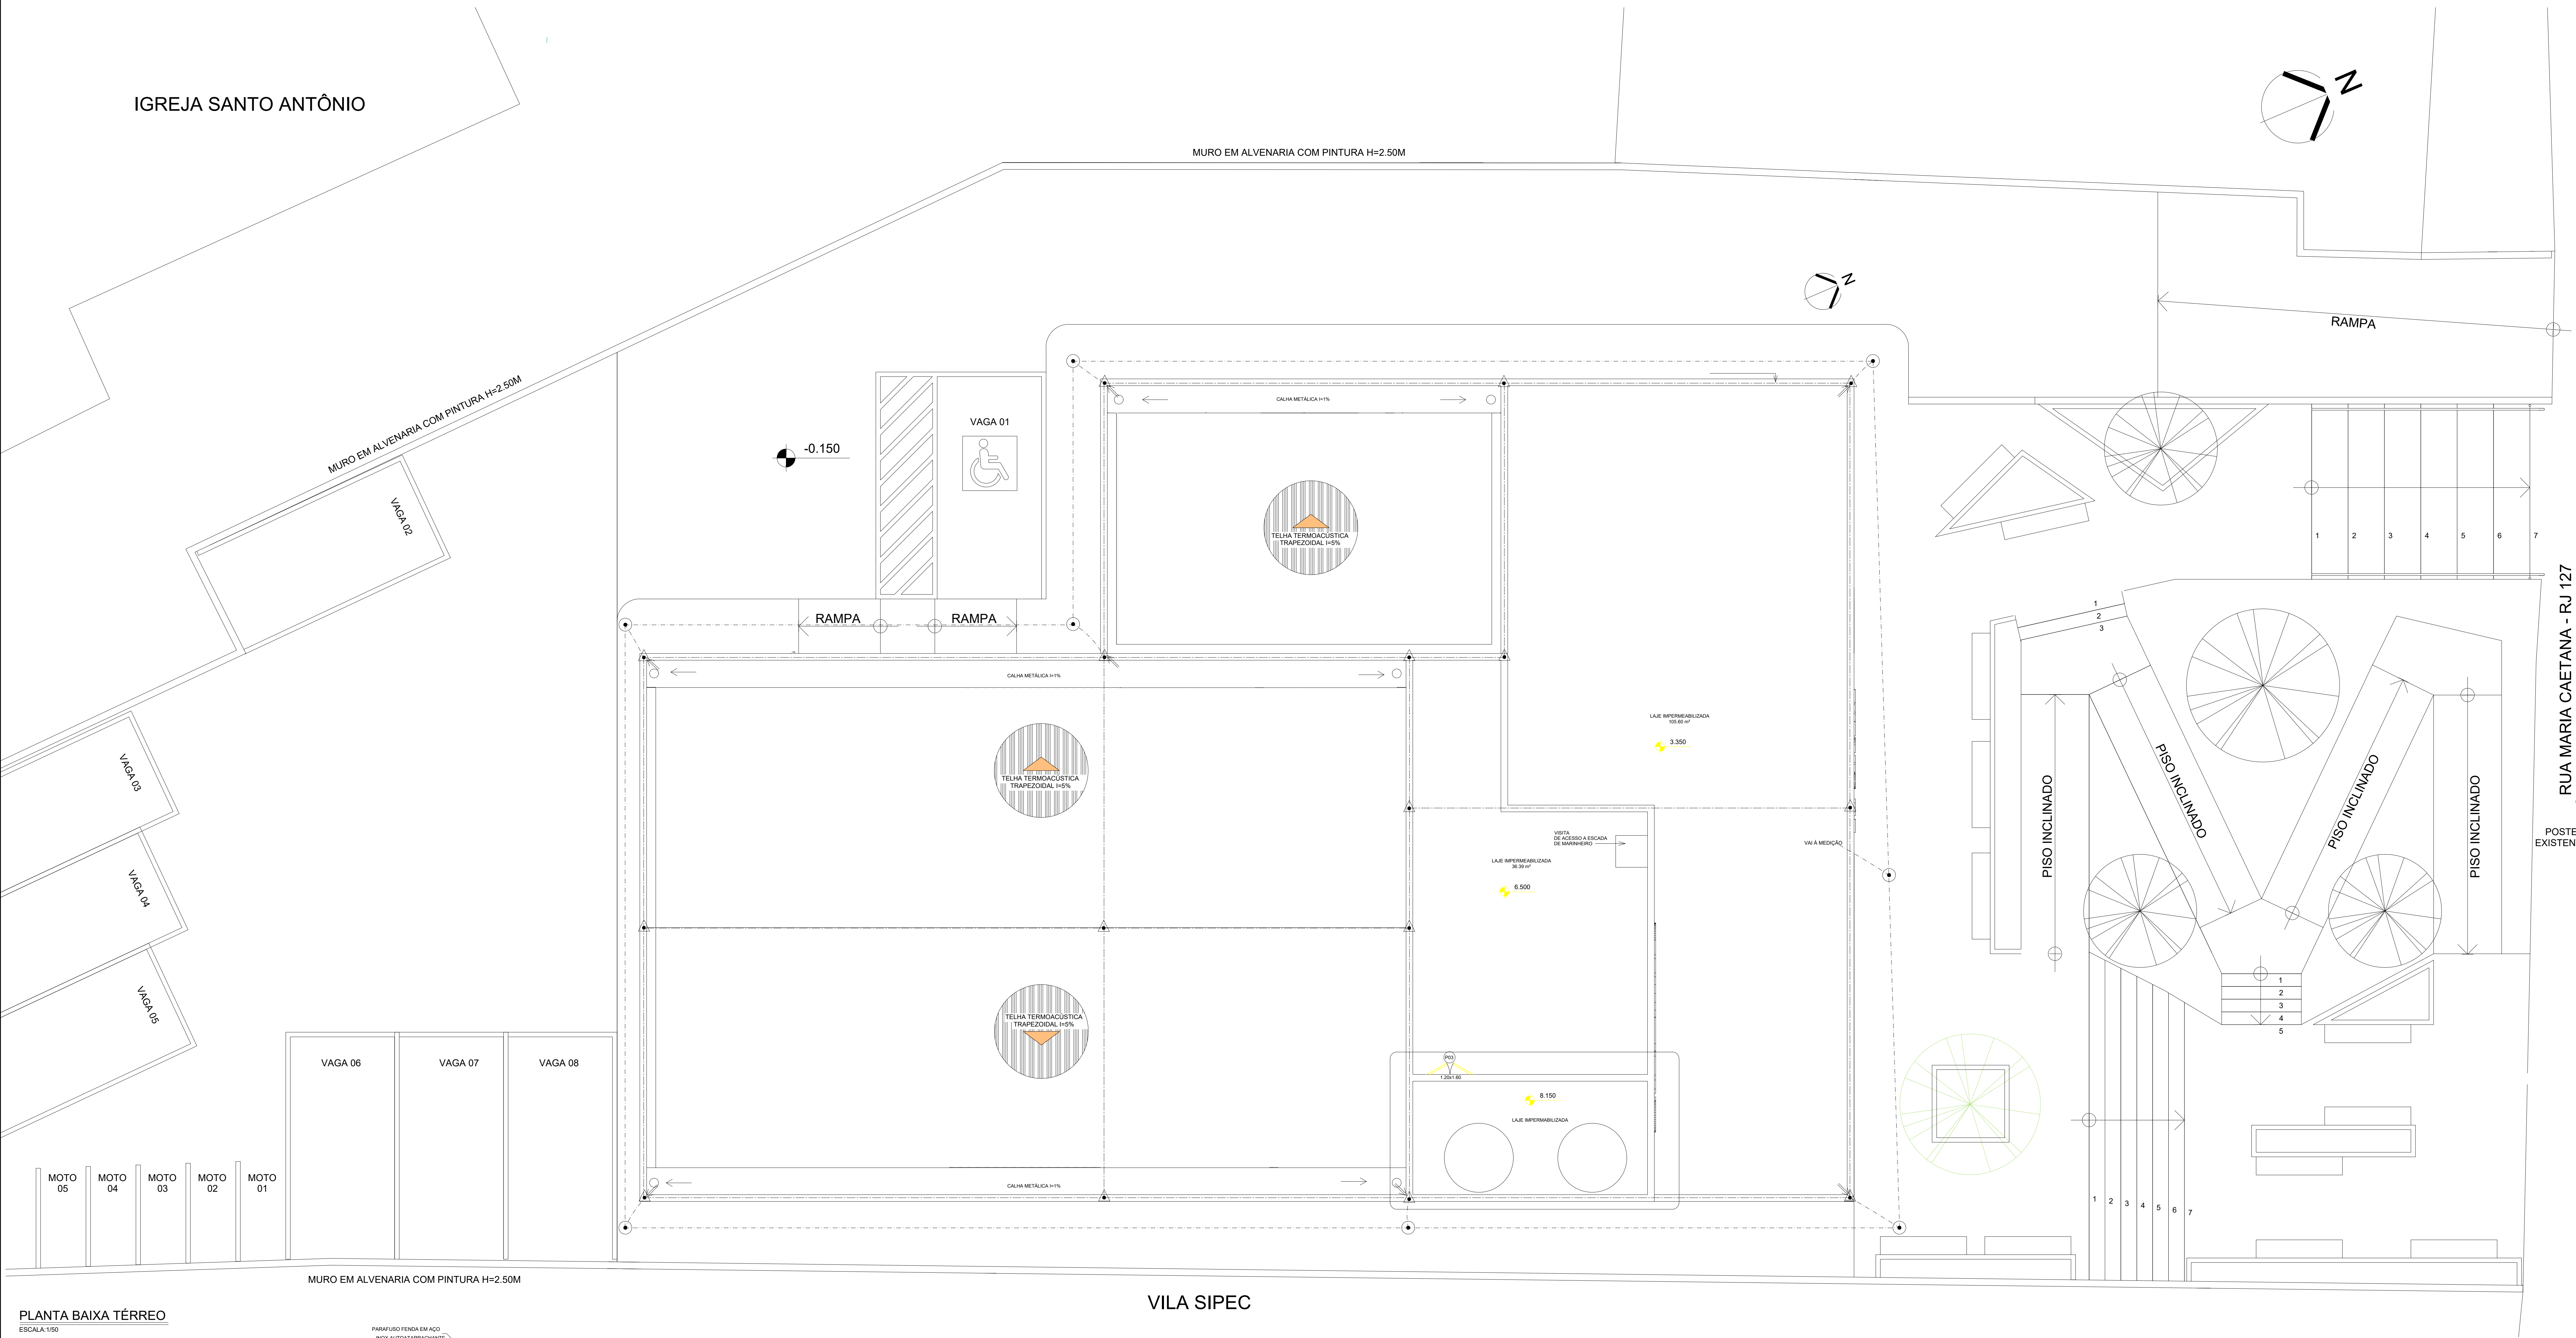

PLANTA BAIXA TÉRREO

ESCALA 1:50

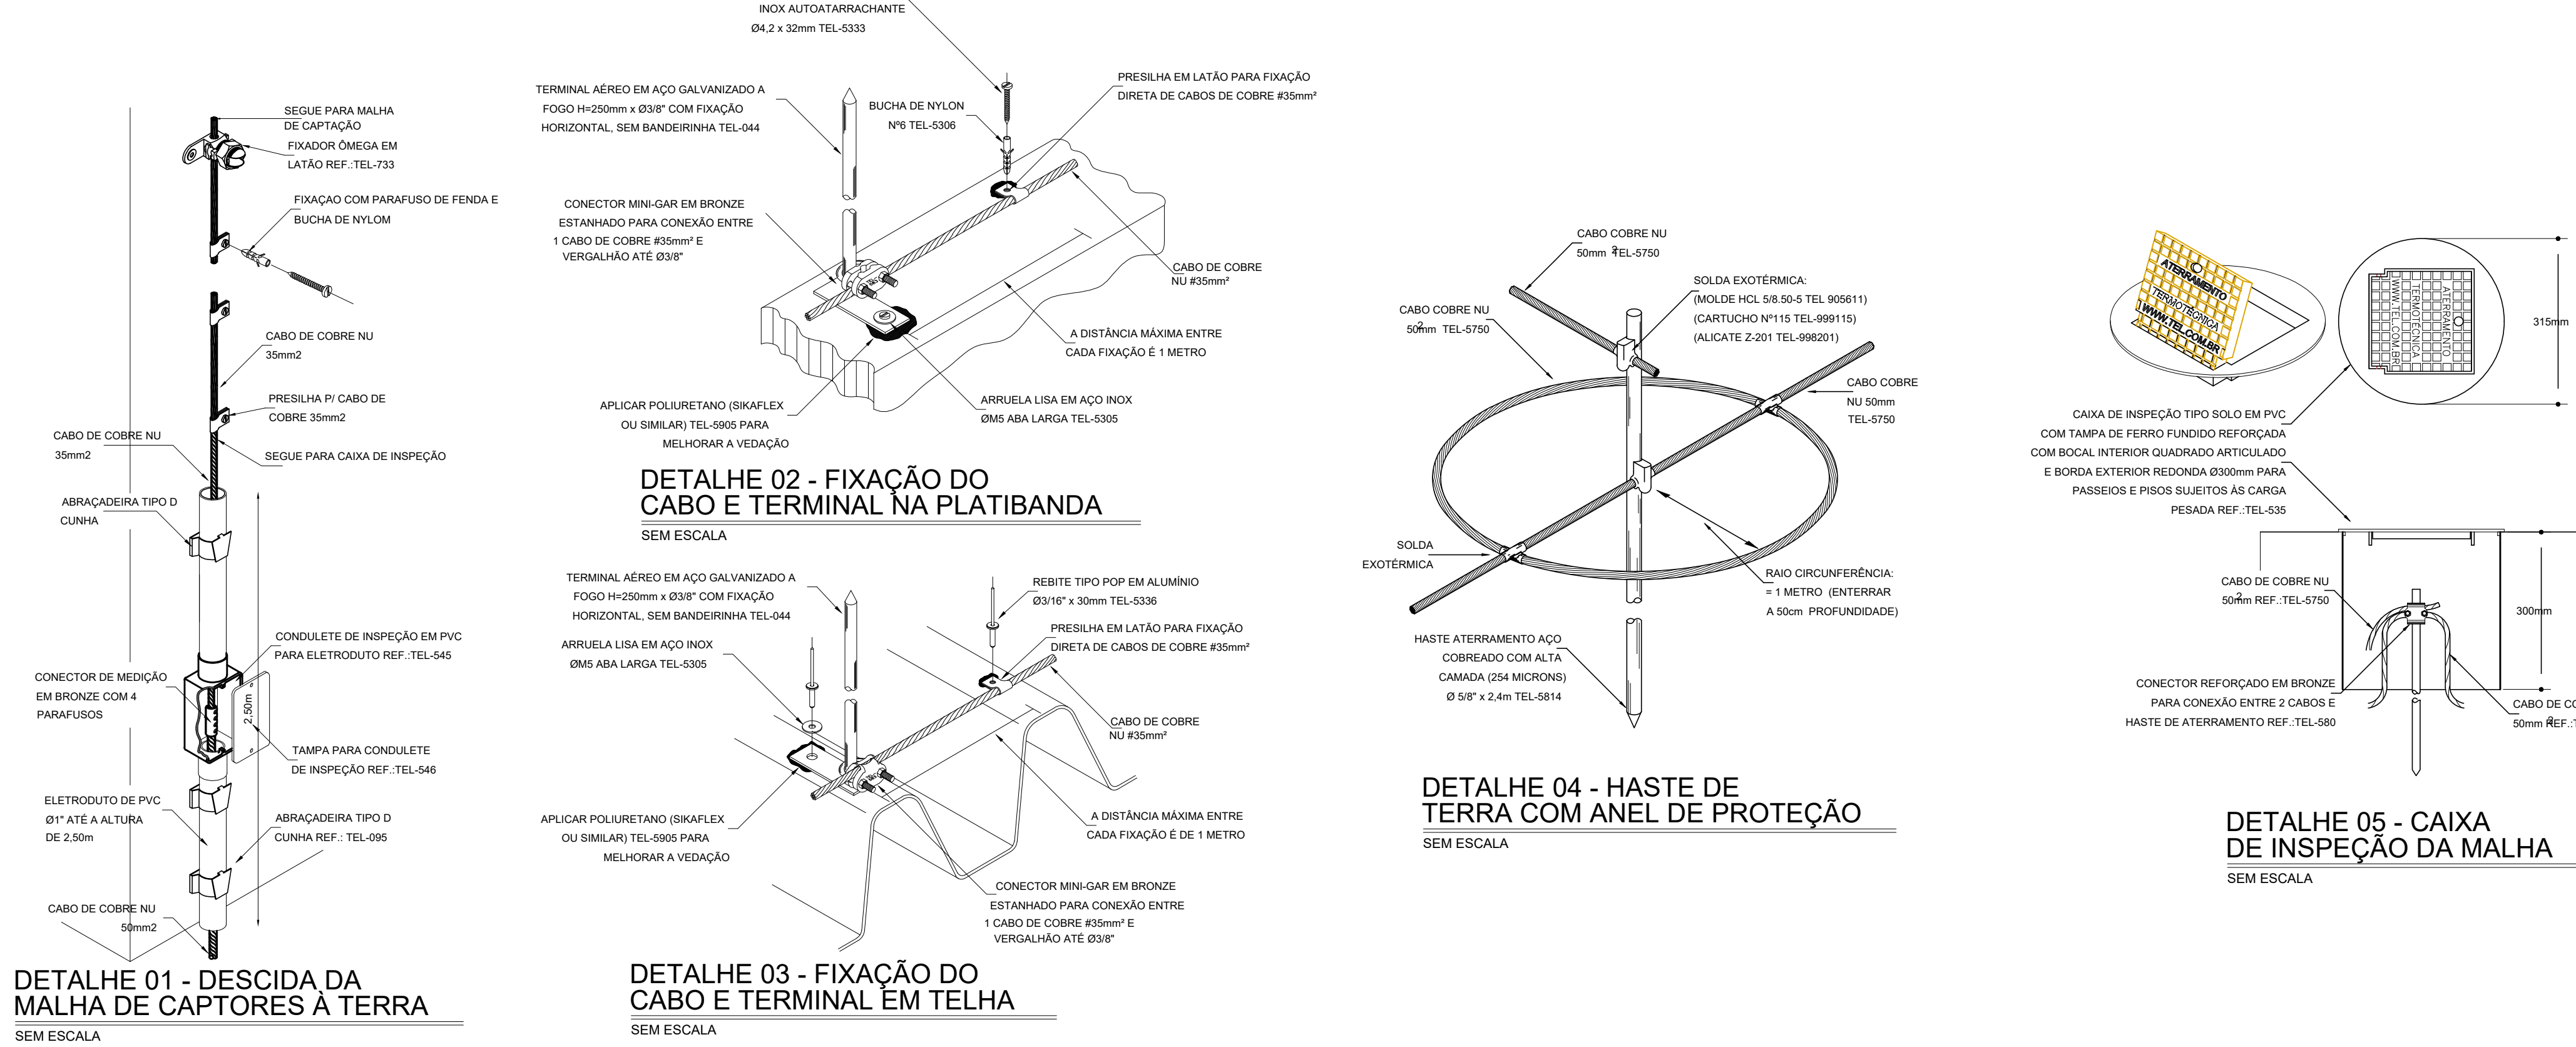

VILA SIPEC

LEGENDA DE SÍMBOLOS

- HASTE DE TERRA TIPO COPPERWELD Ø10x3,0m, COM ANEL DE PROTEÇÃO CONTRA TENSÃO DE PASSO, CHAVADA NO SOLO E CONECTADA AOS CABOS ATRÁVES DE SOLDAS EXOTÉRMICAS. INSTALADA NO INTERIOR DE UMA CAIXA DE INSPEÇÃO Ø300mm, COM TAMPÃO PARA TRÁFEGO PESADO.
- DESCIDA DO SPIRA COM CABO DE COBRE Nº 40mm², FIXADO POR BRACADEIRAS TIPO UNHA EM LATÃO A CADA 1,00m PARA INTERLIGAÇÃO ENTRE A MALHA DE CAPTORES NA COBERTURA E A MALHA DE TERRA NO PISO.
- TERMINAL AÉREO GALVANIZADO A FOGO, 250mm x Ø30", SEM BANDEIRINHA, PARA REFORÇO DA MALHA DE CAPTORES. INSTALAÇÃO FIXADO A PLATIBANDA OU A TELHA.
- CABO DE COBRE Nº 35mm², INSTALADO APARENTE NA COBERTURA E PAREDES FIXADO POR BRACADEIRAS TIPO UNHA EM LATÃO A CADA 1,50m, FORMANDO A MALHA DE CAPTORES E DESCIDAS.

NOTAS

- TODAS AS ESTRUTURAS METÁLICAS EXISTENTES NA COBERTURA (ANTENAS, ESCADAS, TUBULAÇÕES, PLATAFORMAS, ETC) DEVERÃO SER INTERLIGADAS AO PONTO MAIS PRÓXIMO DA MALHA DE CAPTORES PARA EQUALIZAÇÃO DE POTENCIAL E ESCOAMENTO DE ALGUMA POSSÍVEL DESCARGA.
- O SISTEMA DEVE TER UMA MANUTENÇÃO PREVENTIVA ANUAL E SEMPRE QUE ATENDIDO POR UMA DESCARGA, NÃO É FUNÇÃO DO SPIRA A PROTEÇÃO DE EQUIPAMENTOS ELETROELETRÔNICOS PARA TAL DEVER SER PREVISTOS SUPREVEDORES DE SUPRTO ADEQUADOS.
- EM CADA DESCIDA, SERÁ INSTALADA UMA CAIXA DE INSPEÇÃO PARA MEDIÇÃO DO SPIRA E INTERLIGAÇÃO ENTRE O CABO DE DESCIDA E O CABO DE COBRE DA MALHA DE TERRA. SERÁ INSTALADO UM DUTO DE PVC RÍGIDO ROSCÁVEL, Ø1" PARA PROTEÇÃO DO CABO E DA BARRA.
- TODAS AS CONEXÕES NO MIO DA MALHA DE TERRA DEVEM SER EXECUTADAS ATRÁVES DE SOLDAS EXOTÉRMICAS. AS CONEXÕES DAS DESCIDAS E MALHAS DE CAPTORES SERÃO EXECUTADAS COM CONECTORES APROPRIADOS.
- SERÁ INSTALADA UMA MALHA DE TERRA COM CONTORES DE COBRE Nº 40mm², FORMANDO UM ANEL AO REDOR DO PRÉDIO. ESTA MALHA DEVERÁ SER INTERLIGADA ÀS DESCIDAS DO SPIRA E ÀS MALHAS EXISTENTES NO PRÉDIO. TODAS AS MALHAS E SISTEMAS DE ATERRAMENTO DO PRÉDIO DEVER SER INTERLIGADAS ATRÁVES DE CABOS DE COBRE Nº 40mm².
- TODAS AS ÁREAS AFETADAS DEVEM SER RECONPOSTAS COM ACABAMENTO IDENTICO AO DO AMBIENTE, DE FORMA A ASSEGURAR PERFEITO ACABAMENTO ESTÉTICO, SEGURANÇA E ESTANDEZIMES DAS INSTALAÇÕES.
- AS INSTALAÇÕES DEVERÃO OBEDECER AS NORMAS TÉCNICAS BRASILEIRAS, EM ESPECIAL A NR-9419, AO FINAL DA OBRA, O CONSTRUTOR DEVE APRESENTAR LAUDO E AS-BUILT.

REVISÕES		
01	ATENDIDOS AOS COMENTÁRIOS DA FISCALIZAÇÃO	
01 - ATENDIDOS AOS COMENTÁRIOS DA FISCALIZAÇÃO		
IOLANDA MOITINHO		
Assinado de forma digital por IOLANDA MOITINHO		
COSTA:04884358546		
SILVA		
COSTA:04884358546		
1- TODAS AS MEDIDAS E DIMENSÕES ESTÃO EM METRO, EXCETO ONDE INDICADO.		
DE ACORDO _____ / _____		
ASS: _____	ASS: _____	
RESP. TÉCNICO: Reconçavo Engenharia e Arquitetura	CONTRATANTE: SECEC	
CRP: 15.162.276/0001-42 SALVADOR, BA, TEL: 71.3608-085	CHP: _____	
CONTRATADA		
RECONÇAVO ENGENHARIA E ARQUITETURA		
@reconçavo.br reconçavo@reconçavo.com.br		
SALVADOR, BA, TEL: 71.3608-085		
CONTRATANTE		
SECRETARIA DE ESTADO DE CULTURA E ECONOMIA CRIATIVA		
DISCIPLINA: SPDA		
UNIDADE: CINEMA DA CIDADE DE MENDES		
PR. Nº: SP-01		
RUA MARIA CAETANA / RJ 127 - MENDES - RIO DE JANEIRO		
VERSÃO 1ª		
PRATICA: PLANTA DE COBERTURA E DETALHES		
PROJETO EXECUTIVO		
AUTOR DO PROJETO: EDUARDO P. ANDRADE	CHAVE: 21.453-D	DESENHO: EPA
DATA: 09/11/2023		
ESCALA: 1:50		

IDENTIFICAÇÃO DA EDIFICAÇÃO E/OU ÁREA DE RISCO		
Endereço: Rua Maria Caetana (RJ-127), nº 460, Bairro: Centro, MENDES - RJ		
Proprietário: SECRETARIA DE ESTADO DE CULTURA E ECONOMIA CRIATIVA - SECEC		
Responsável técnico de segurança: RENATA BRITO MOTA LAURIA		
Conselho Técnico: CREA		nº de matrícula: 2008104963
Decreto Estadual adotado (nº e ano): Decreto Estadual nº 42/20018		Ocupação do subsolo: Não
Edificação construída ou licenciada anterior à vigência do Decreto nº 42/2018:		Ano da construção ou do licenciamento: Edificação Nova
Lotação prevista (apenas para áreas que desenvolvam ocupação do Grupo F): 384 pessoas		
Descreva como se dá o sistema de condicionamento de ar da edificação (central de ar, split, etc.): CENTRAL DE AR E SPLIT		
CLASSIFICAÇÃO – Decreto Estadual nº 42/2018 - Anexo II		
Grupo	Ocupação	Divisão
Grupo F	Local de Reunião de Público	Divisão F-5
CLASSIFICAÇÃO DAS EDIFICAÇÕES E ÁREAS DE RISCO QUANTO A CARGA DE INCÊNDIO – NT 1-04		
Risco	Carga de incêndio (MJ/M²) (Apenas para o grupo J)	
Médio 1	Não se aplica	
ELEMENTOS ESTRUTURAIS – NT 2-19		
Estrutura portante (ex: concreto, aço, madeira, outros): CONCRETO ARMADO		
Estrutura de sustentação da cobertura (ex: concreto, aço, madeira, outros): CONCRETO ARMADO		
Profundidade do subsolo (m): não se aplica		
Aplicação de revestimento	SIM () NÃO (X)	TRRF: 60 MINUTOS Tipo de material de proteção: (Conforme modelo do Anexo E, da NT 2-19)
		Não se aplica


MEDIDAS DE SEGURANÇA CONTRA INCÊNDIO – DECRETO Nº 42/2018	
	Tabela adotada, conforme anexo III do Decreto nº 42/2018
X	Extintores
	Hidrantes e mangotinhos
	Chuveiros automáticos
X	Sinalização de segurança
X	Iluminação de emergência
	Alarme de incêndio
	Deteção de incêndio
X	Saídas de emergência
	Plano de emergência
x	SPDA
	Controle de fumaça
	Hidrante urbano
	Acesso de viaturas em edificações
	Compartimentação vertical
	Compartimentação horizontal
	Segurança estrutural contra incêndio
X	Controle de Materiais de Acabamento
	Separação entre edificações
	Elevador de emergência
	Brigada de incêndio
	Sistema de resfriamento
	Sistema fixo de gases limpos e CO2
	Sistema de espuma

RISCOS ESPECIAIS – DECRETO Nº 42/2018	
	Armazenamento de líquidos inflamáveis/combustíveis
	Gás liquefeito de petróleo
	Gás natural
	Armazenamento de produtos perigosos
	Fogos de artifício
	Vaso sob pressão (caldeira)
	Grupo motogerador
X	Sistema de ar condicionado e ventilação mecânica
	Exaustão mecânica da(s) cozinha(s)


CONTROLE DE MATERIAIS DE ACABAMENTO E REVESTIMENTO - NT 2-20									
			Material		Classificação		Retardante de chamas		
Piso			Acabamento		LAJE DE CONCRETO	CLASSE I	N/A		
			Revestimento		PORCELANATO	CLASSE I	N/A		
Piso			Acabamento		LAJE DE CONCRETO	CLASSE I	N/A		
			Revestimento		CARPETE	CLASSE II A	N/A		
Piso			Acabamento		LAJE DE CONCRETO	CLASSE I	N/A		
			Revestimento		PISO CIMENTADO	CLASSE I	N/A		
Paredes / Divisórias			Acabamento		ALVENARIA DE BLOCO CERÂMICO	CLASSE I	N/A		
			Revestimento		REVESTIMENTO ACÚSTICO	CLASSE IIA	N/A		
Tetos / Forros			Acabamento		LAJE DE CONCRETO	CLASSE I	N/A		
			Revestimento		FORRO DE LÃ DE VIDRO	CLASSE I	N/A		
Coberturas			Acabamento		LAJE DE CONCRETO	CLASSE I	N/A		
			Revestimento		TELHA METÁLICA	CLASSE I	N/A		
SISTEMA DE PROTEÇÃO CONTRA DESCARGAS ATMOSFÉRICAS – NT 2-12									
Captação			Condução			Aterramento			
Tipo	Materiais	Características	Tipo	Material	Quantidade	Características	Tipo	Materiais	Características
III	Cabos de Cobre	Condutores de cobre nu bitola 35mm², malha 15x15m, terminais aéreos. Prédio de 18,13x22,35m com altura de 8,45m	Descidas externas não isoladas	Cabos de Cobre	Espaçados a cada 15m	Cabo de cobre #35mm², com caixa de inspeção no térreo	Convencional	Cabos de cobre #50mm² e hastes copperweld 5/8"x3m	Anel com cabos #50mm² e hastes copperweld 5/8"x3m

Descrição		Térreo	1º Pavimento
QUADRO DE ÁREAS			
ATC (m²)		423,43	64,55
SISTEMA DE PROTEÇÃO POR EXTINTORES – NT 2-01			
CO2 6KG - CAPAC. EXTINTORA S-B/C			1
Pó ABC 6KG - CAPAC. EXTINTORA 3A-40B:C			3
Total		3	3
SISTEMA DE SINALIZAÇÃO DE EMERGÊNCIA – NT 2-05			
Código da Placa	Dimensões (mm)		
S-1	320X160	3	1
S-2	320X160	3	1
S-3	320X160	7	3
S-8	320X160		1
S-12	320X160	3	
S-18	600X200	3	
E-5	250X250	3	4
A-5	150	1	
P-1	190	4	4
SISTEMA DE ILUMINAÇÃO DE EMERGÊNCIA – NT 2-06			
Blocos Autônomos		17	10
Sistema de Baterias			
Sistema de Geradores			

SAÍDAS DE EMERGÊNCIA – NT 2-08						
Lotação: 154 pessoas		Pavimento	Sem chuveiros ou sem detectores automáticos		Com chuveiros ou com detectores automáticos	
Tipo de edificação	Grupo e divisão		Saída única	Mais de uma saída	Saída única	Mais de uma saída
Reunião de Público	F-5	Térreo		40m		Não se aplica
Capacidade de unidade de passagem:		Ocupação grupo F, divisão F-5				
		• Sala Multiuso				
		Ocupação grupo F, divisão F-5				
		Área: 55,17 m²				
		População: Uma pessoa por m² de área				
		Correspondente a 56 pessoas (55,17 x 1 = 56)				
		• Bomboniere:				
		Ocupação grupo D, divisão D-1				
		Área: 10,39 m²				
		População: Uma pessoa por 7 m² de área				
		Correspondente a 2 pessoas (10,39 ÷ 7 = 2)				
		• Bilheteria:				
		Ocupação grupo D, divisão D-1				
		Assento Fixo: 2 pessoas				
		População Total do Pavimento Térreo: 94 + 56 + 2 + 2 = 154 pessoas				
		Capacidade U de passagem.				
		Acesso e descarga 100				
		Portas 100				
		Acesso N = 154 ÷ 100 = 2 UP = 1,20m (mínimo)				
		Portas N = 154 ÷ 100 = 2 UP = 1,20m (mínimo)				
Número de unidade de passagem projetada:		2				

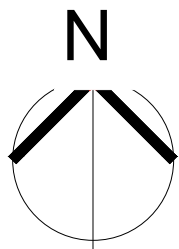

Documento assinado digitalmente  EDUARDO PINTO DE ANDRADE DATA: 11/09/2024 08:15:15-0100 Verifique em https://validar.br.gov.br/		CARIMBO APROVAÇÃO	
ASS: _____		DE ACORDO: ____/____/____	
RESP. TÉCNICO PROJETO DE SISTEMA DE PROTEÇÃO CONTRA DESCARGAS ATMOSFÉRICAS EDUARDO PINTO DE ANDRADE - CREA: 21.453/D			
Documento assinado digitalmente  RENATA BRITO MOTA LAURIA DATA: 11/09/2024 12:25:08-0100 Verifique em https://validar.br.gov.br/			
ASS: _____		ASS: _____	
RESP. TÉCNICO PROJETO DE PREVENÇÃO CONTRA INCÊNDIO E PÂNICO RENATA BRITO MOTA LAURIA - CREA: 40.117			
Documento assinado digitalmente  IOLANDA MOITIMIRO SILVA COSTA DATA: 11/09/2024 08:36:14-0100 Verifique em https://validar.br.gov.br/			
ASS: _____		PROPRIETÁRIO: SECRETARIA DE ESTADO DE CULTURA E ECONOMIA CRIATIVA CNPJ: 28001394100011	
AUTOR DO PROJETO ARQUITETÔNICO: IOLANDA MOITIMIRO CPF: 048.843.585-46 SALVADOR/BA - TEL: (71) 99259-0265 CAU: 00A1091428			
CONTRATADA			
 RECÔNCAVO ENGENHARIA E ARQUITETURA @reconcavo.ea / contato@reconcavo.ea.com.br SALVADOR/BA - (71) 99259-0265 - CNPJ: 35.102.216/0001-42			
CONTRATANTE		DISCIPLINA: PREVENÇÃO CONTRA INCÊNDIO E PÂNICO	
SECRETARIA DE ESTADO DE CULTURA E ECONOMIA CRIATIVA			
UNIDADE	CINEMA DA CIDADE DE MENDES	PR. Nº	IN 01/07
ENDEREÇO	RUA MARIA CAETANA / RJ 127, Nº 460, CENTRO, CEP 26700000 - MENDES / RIO DE JANEIRO	VERSÃO	1º
PRANCHA	LOCALIZAÇÃO	PROJETO	EXECUTIVO
AUTOR DO PROJETO	CAUC/CREA	DESENHO	Nº DE REGISTRO
RENATA B. M. LAURIA	40.117	ANA PAULA LAGO	2008104963
DATA	SET/2024	ESCALA	SEM ESCALA

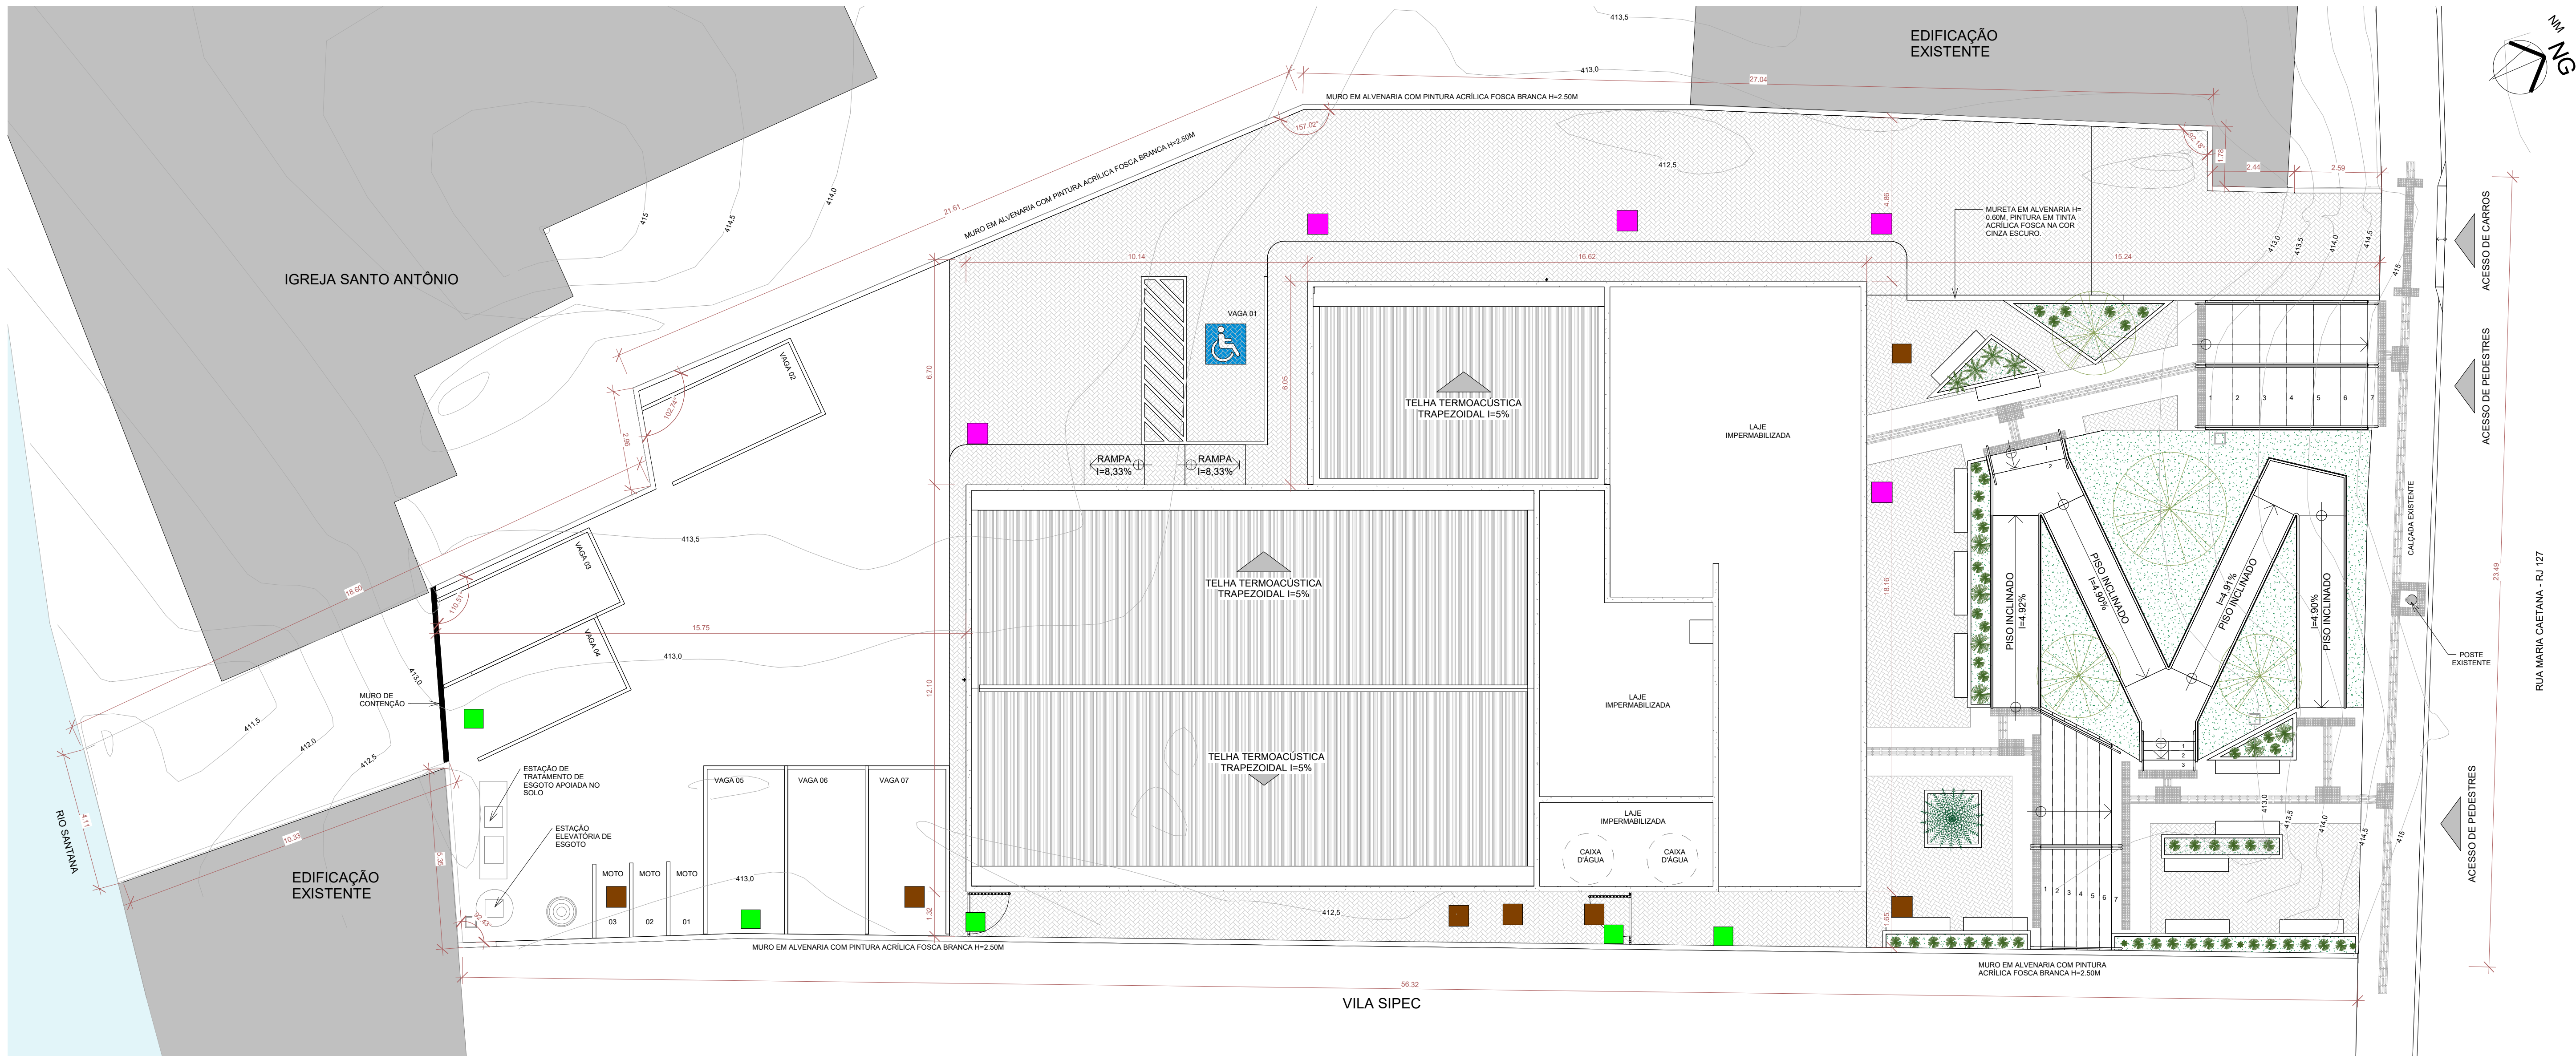

1 SITUAÇÃO
1 : 100

LEGENDA DE HIDRO	
	CAIXA DE ALVENARIA EMBUTIDA NO PISO COM TORNEIRA
	CAIXA DE INSPEÇÃO PARA ÁGUAS PLUVIAS COM GRELHA
	CAIXA DE PASSAGEM DE ESGOTO
	CAIXA DE INSPEÇÃO PARA ÁGUAS PLUVIAS COM TAMPÃO

DADOS DO PROJETO	
ÁREA DO TERRENO:	1 284,66 M²
ÁREA CONSTRUÍDA:	487,98 M²
ÁREA DO TERREO:	423,43 M²
ÁREA 1º PAVIMENTO:	64,55 M²
TAXA DE OCUPAÇÃO (%) =	32,96% = 423,43 M²
ÁREA PERMEÁVEL =	351,46 M²
ÁREA URBANIZADA =	529,57 M²

Documento assinado digitalmente

gov.br

RENATA BRITO MOTA LAURIA

DATA: 11/09/2024 08:10:14 -0300

Verifique em: <https://validar.itl.gov.br/>

ASS: _____

RESP. TÉCNICO PROJETO DE PREVENÇÃO CONTRA INCÊNDIO E PÂNICO

RENATA BRITO MOTA LAURIA CREA: 40.117

Documento assinado digitalmente

gov.br

IOLANDA MOITINHO SILVA COSTA

DATA: 11/09/2024 08:10:14 -0300

Verifique em: <https://validar.itl.gov.br/>

ASS: _____

AUTOR DO PROJETO ARQUITETÔNICO: IOLANDA MOITINHO

CPF: 048.843.585-46 | SALVADOR/BA - TEL: (71) 96259-0265 | CAU: 00A1591428

DE ACORDO: ____/____/____

ASS: _____

PROPRIETÁRIO: SECRETARIA DE ESTADO DE CULTURA E ECONOMIA CRIATIVA

CNPJ: 28001394100011

CONTRATADA

CONTRATANTE

SECRETARIA DE ESTADO DE CULTURA E ECONOMIA CRIATIVA

UNIDADE

CINEMA DA CIDADE DE MENDES

PR. Nº

IN-02/07

ENDERECO

RUA MARIA CAETANA / RJ 127, Nº 460, CENTRO, CEP 26700000 - MENDES / RIO DE JANEIRO

VERSÃO

PRANCHA

SITUAÇÃO

AUTOR DO PROJETO

RENATA B. M. LAURIA

CAU/CREA

40.117

DESENHO

ANA PAULA LAGO

Nº DE REGISTRO


2008104963

DATA

SET/2024

ESCALA

1 : 50

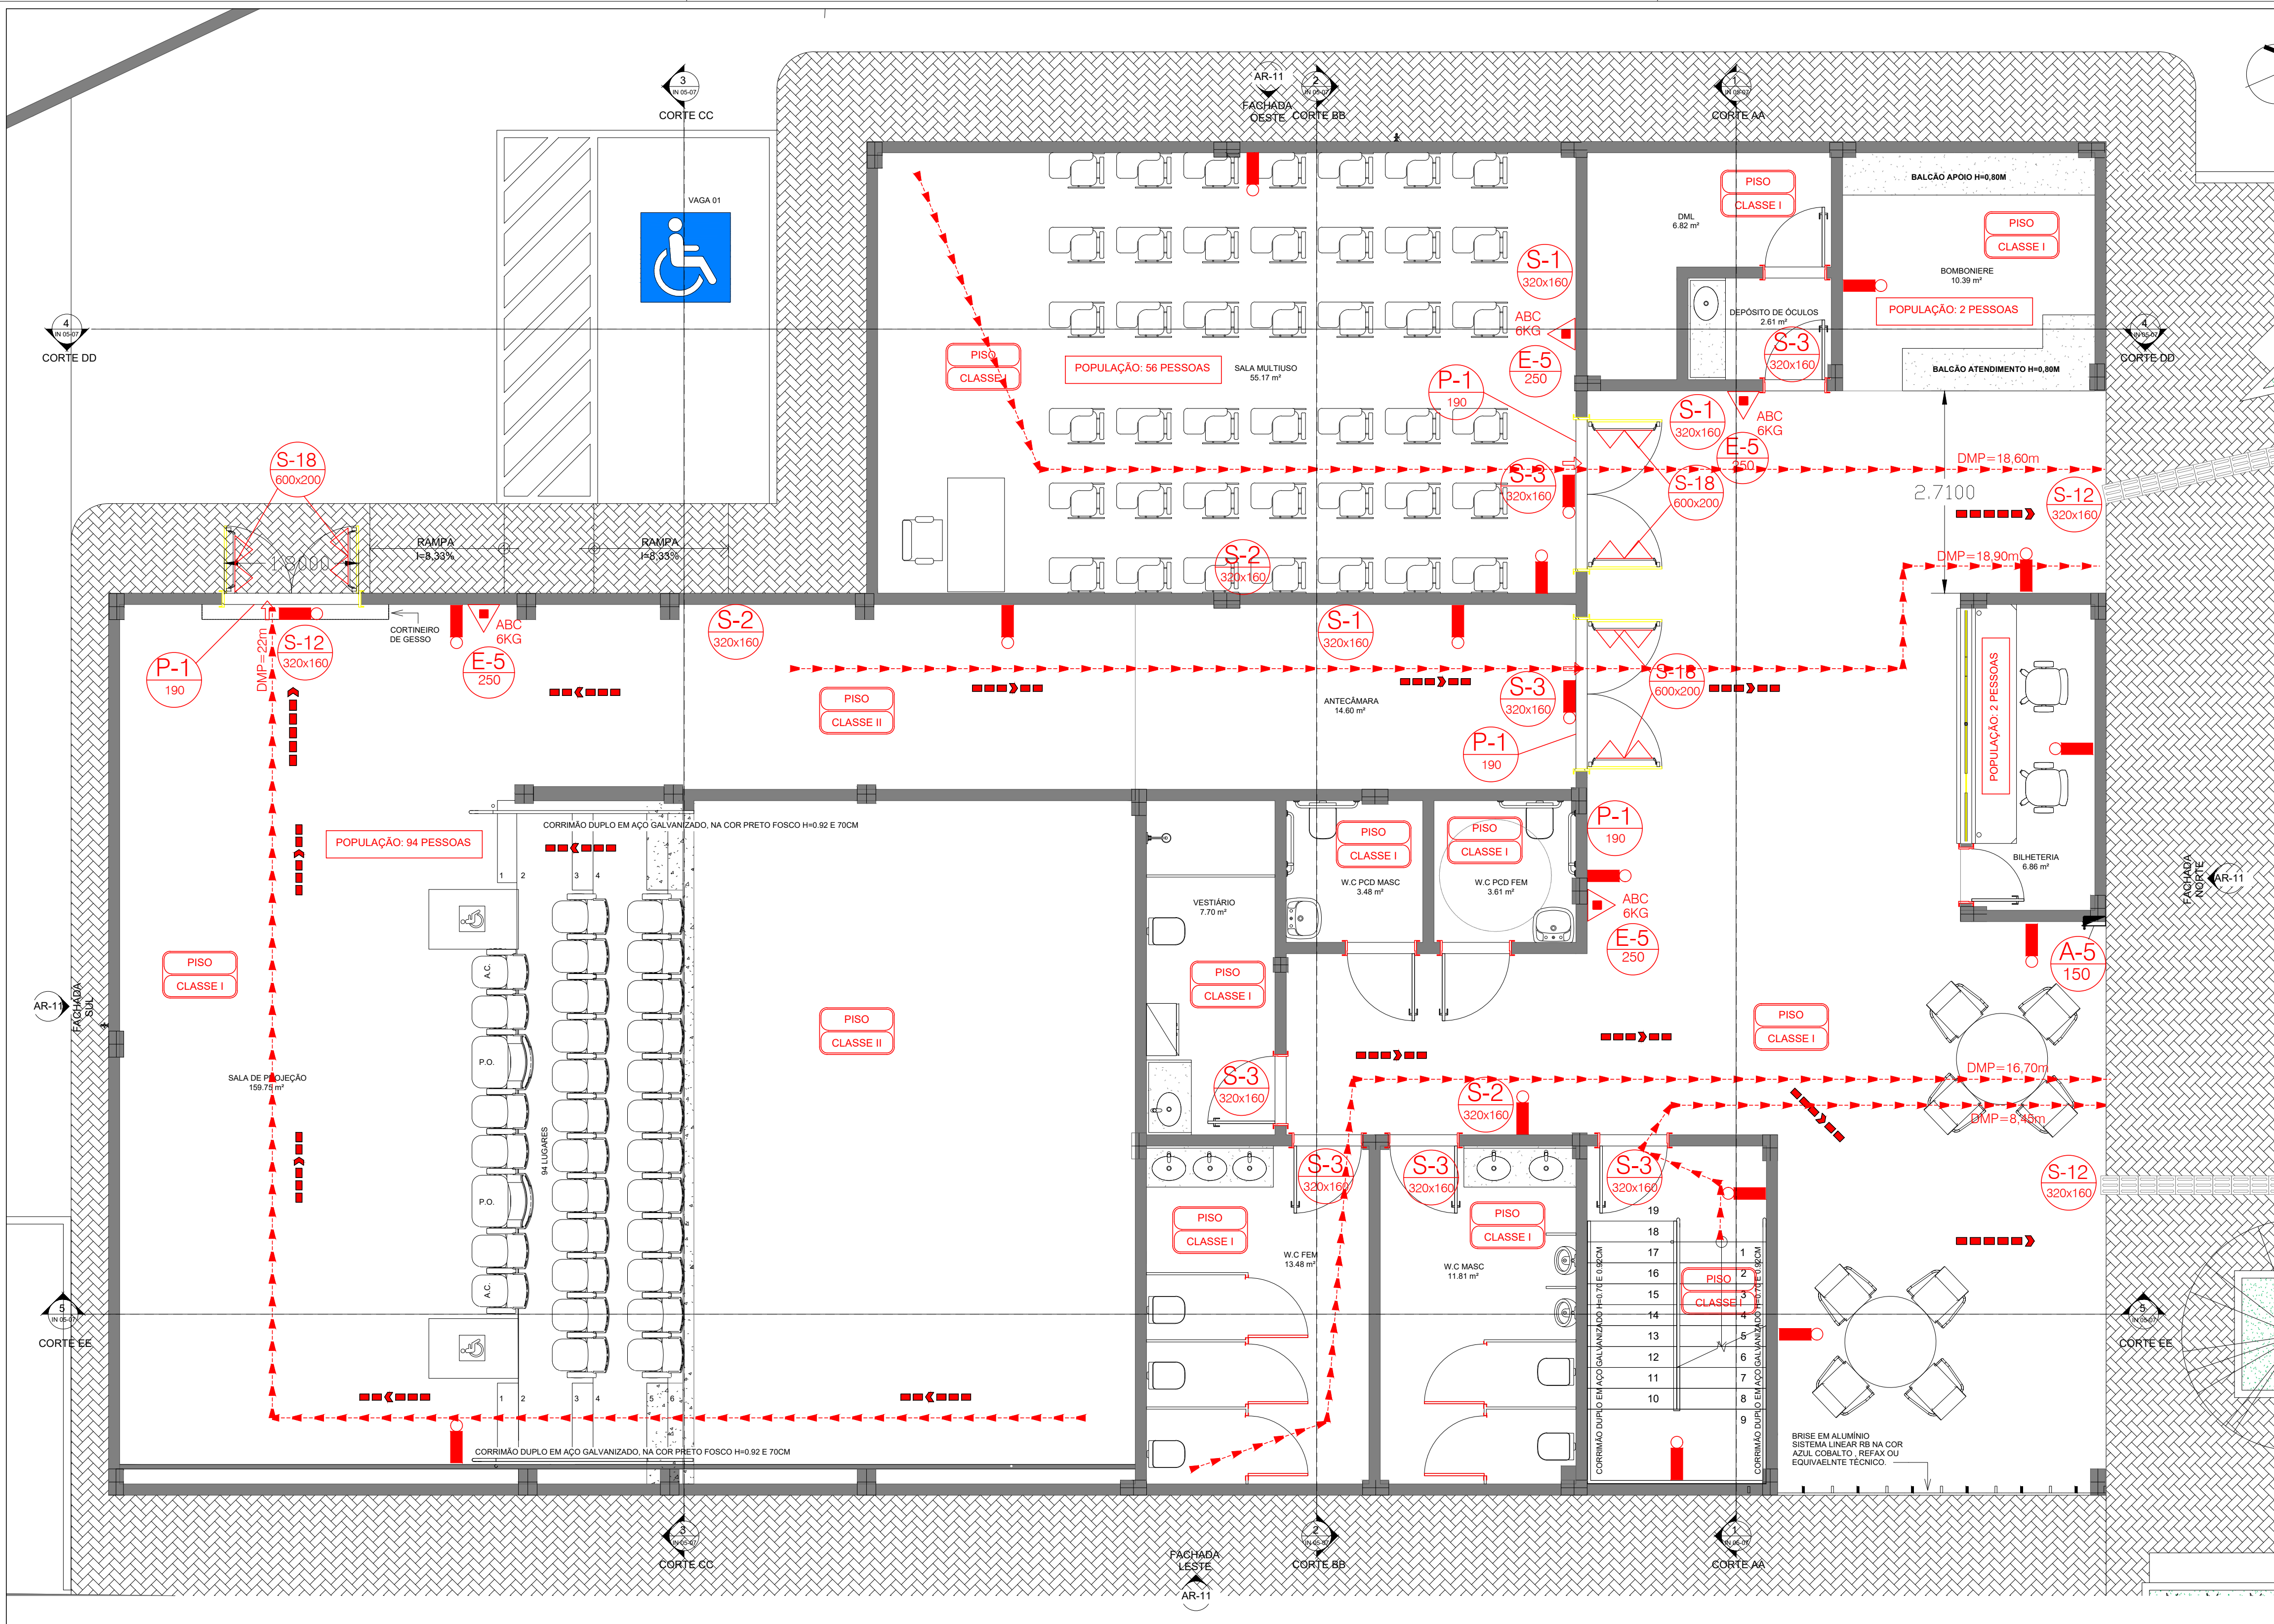

LEGENDA: ENGENHARIA CONTRA INCÊNDIO	
SÍMBOLO	DESCRIÇÃO (ILUMINAÇÃO/SINALIZAÇÃO DE EMERGÊNCIA)
	PONTO DE ILUMINAÇÃO DE EMERGÊNCIA - ACLARAMENTO
	PONTO DE ILUMINAÇÃO DE EMERGÊNCIA - BALIZAMENTO COM SETA INDICANDO QUE DEVE SEGUIR
	SINALIZAÇÃO DE EMERGÊNCIA (DIMENSÃO EM MM)
	PORTA COM BARRA ANTIPÂNICO
	DISTÂNCIA MÁXIMA A PECORRER - DMP
	ROTA DE FUGA - DIREÇÃO A SEGUIR
	ROTA DE FUGA - SAÍDA FINAL
SÍMBOLO	DESCRIÇÃO (EXTINTORES)
	EXTINTOR ABC 6,0Kg - CAPAC. EXTINTORA 3A-40B:C
	EXTINTOR CO2 6,0Kg - CAPAC. EXTINTORA 5-B:C


SÍMBOLOS GRÁFICOS			
S-1		Saída de emergência Símbolo: retangular Fundo: verde Pictograma: fotoluminescente	Indicação do sentido (a esquerda ou direita) de uma saída de emergência Dimensões mínimas: L = 2,0 H
S-2			Indicação do sentido (a esquerda ou direita) de uma saída de emergência Dimensões mínimas: L = 2,0 H
S-3			Indicação de uma saída de emergência a ser afixada acima da porta, para indicar o seu acesso
S-8		Escada de emergência	Indicação do sentido de fuga no interior das escadas Indica direita ou esquerda, descendo ou subindo
S-12		Saída de emergência	Indicação da saída de emergência, utilizada como complementação do pictograma fotoluminescente (seta ou imagem, ou ambos)
S-18		Instrução para Porta Corta fogo	Indicação da forma de acionamento da barra antipânico instalada. Altura de instalação: Imediatamente acima da barra antipânico

ALERTA			
A-5		Cuidado, risco de Choque elétrico	Nos locais próximos a instalações elétricas que ofereçam risco de choque






EQUIPAMENTOS			
E-5		Extintor de Incêndio	Indicação de localização dos extintores de incêndio

PROIBIÇÃO			
P-1		Proibido fumar	Todo local onde o fumo pode aumentar o Risco de Incêndio

CARIMBO APROVAÇÃO

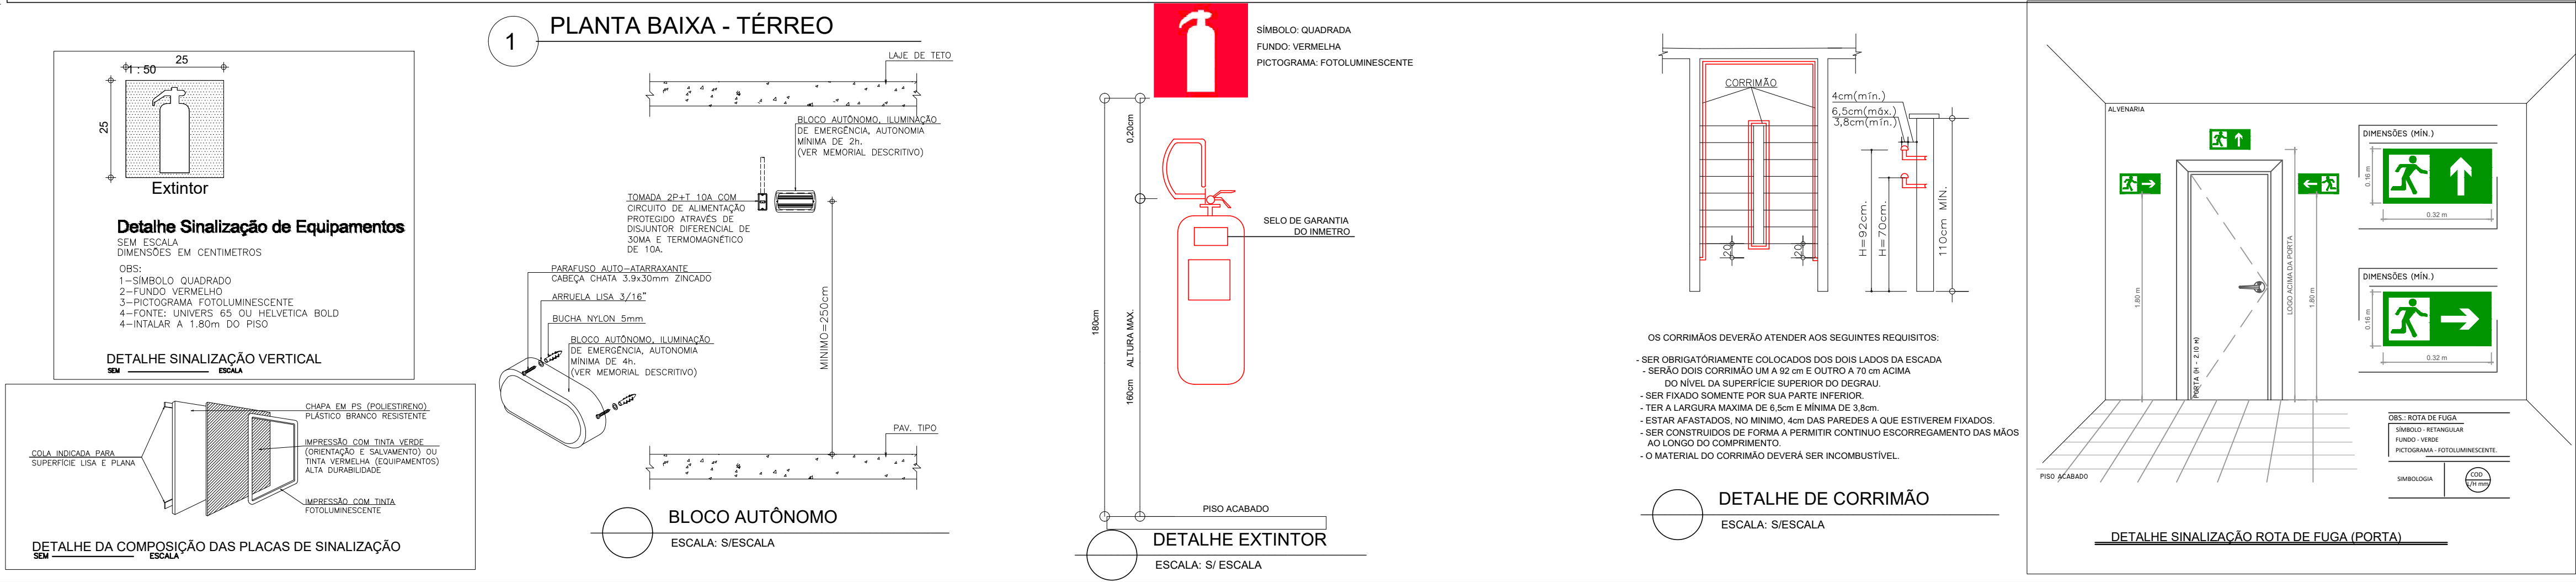

govbr DOCUMENTO ASSINADO DIGITALMENTE RENATA BRITO MOTA LAURIA DATA: 15/09/2024 10:14:59 (9:03:00) Verifique em: https://validar.br.gov.br		DE ACORDO: ____/____/____	
ASS: _____			
RESP: TÉCNICO PROJETO DE PREVENÇÃO CONTRA INCÊNDIO E PÂNICO			
RENATA BRITO MOTA LAURIA CREA: 40.117			
govbr DOCUMENTO ASSINADO DIGITALMENTE IOLANDA MOITINHO SILVA COSTA DATA: 15/09/2024 10:19:29 (9:03:00) Verifique em: https://validar.br.gov.br		ASS: _____	
ASS: _____		PROPRIETÁRIO: SECRETARIA DE ESTADO DE CULTURA E ECONOMIA CRIATIVA	
AUTOR DO PROJETO ARQUITETÔNICO: IOLANDA MOITINHO		CNPJ: 28001394100011	
CPF: 048.843.585-46 SALVADOR-BA - TEL: (71) 99259-0265 CAU: 0041591428			
CONTRATADA			
RECÔNCAVO ENGENHARIA E ARQUITETURA			
GOVBR Salvador-BA - (71) 99259-0265 - CNPJ: 35.102.216/0001-42			
CONTRATANTE		DISCIPLINA:	
SECRETARIA DE ESTADO DE CULTURA E ECONOMIA CRIATIVA		PREVENÇÃO CONTRA INCÊNDIO E PÂNICO	
UNIDADE		PR. Nº	
CINEMA DA CIDADE DE MENDES		IN 03/07	
ENDEREÇO		VERSÃO 1º	
RUA MARIA CAETANA / RJ 127, Nº 460, CENTRO, CEP 26700000 - MENDES / RIO DE JANEIRO			
PRANCHA		PROJETO	
PLANTA BAIXA - TÉRREO		EXECUTIVO	
AUTOR DO PROJETO	CAU/CREA	DESENHO	Nº DE REGISTRO
RENATA B. M. LAURIA	40.117	RENATA LAURIA	2008104963
DATA		ESCALA	
SET/2024		1:50	

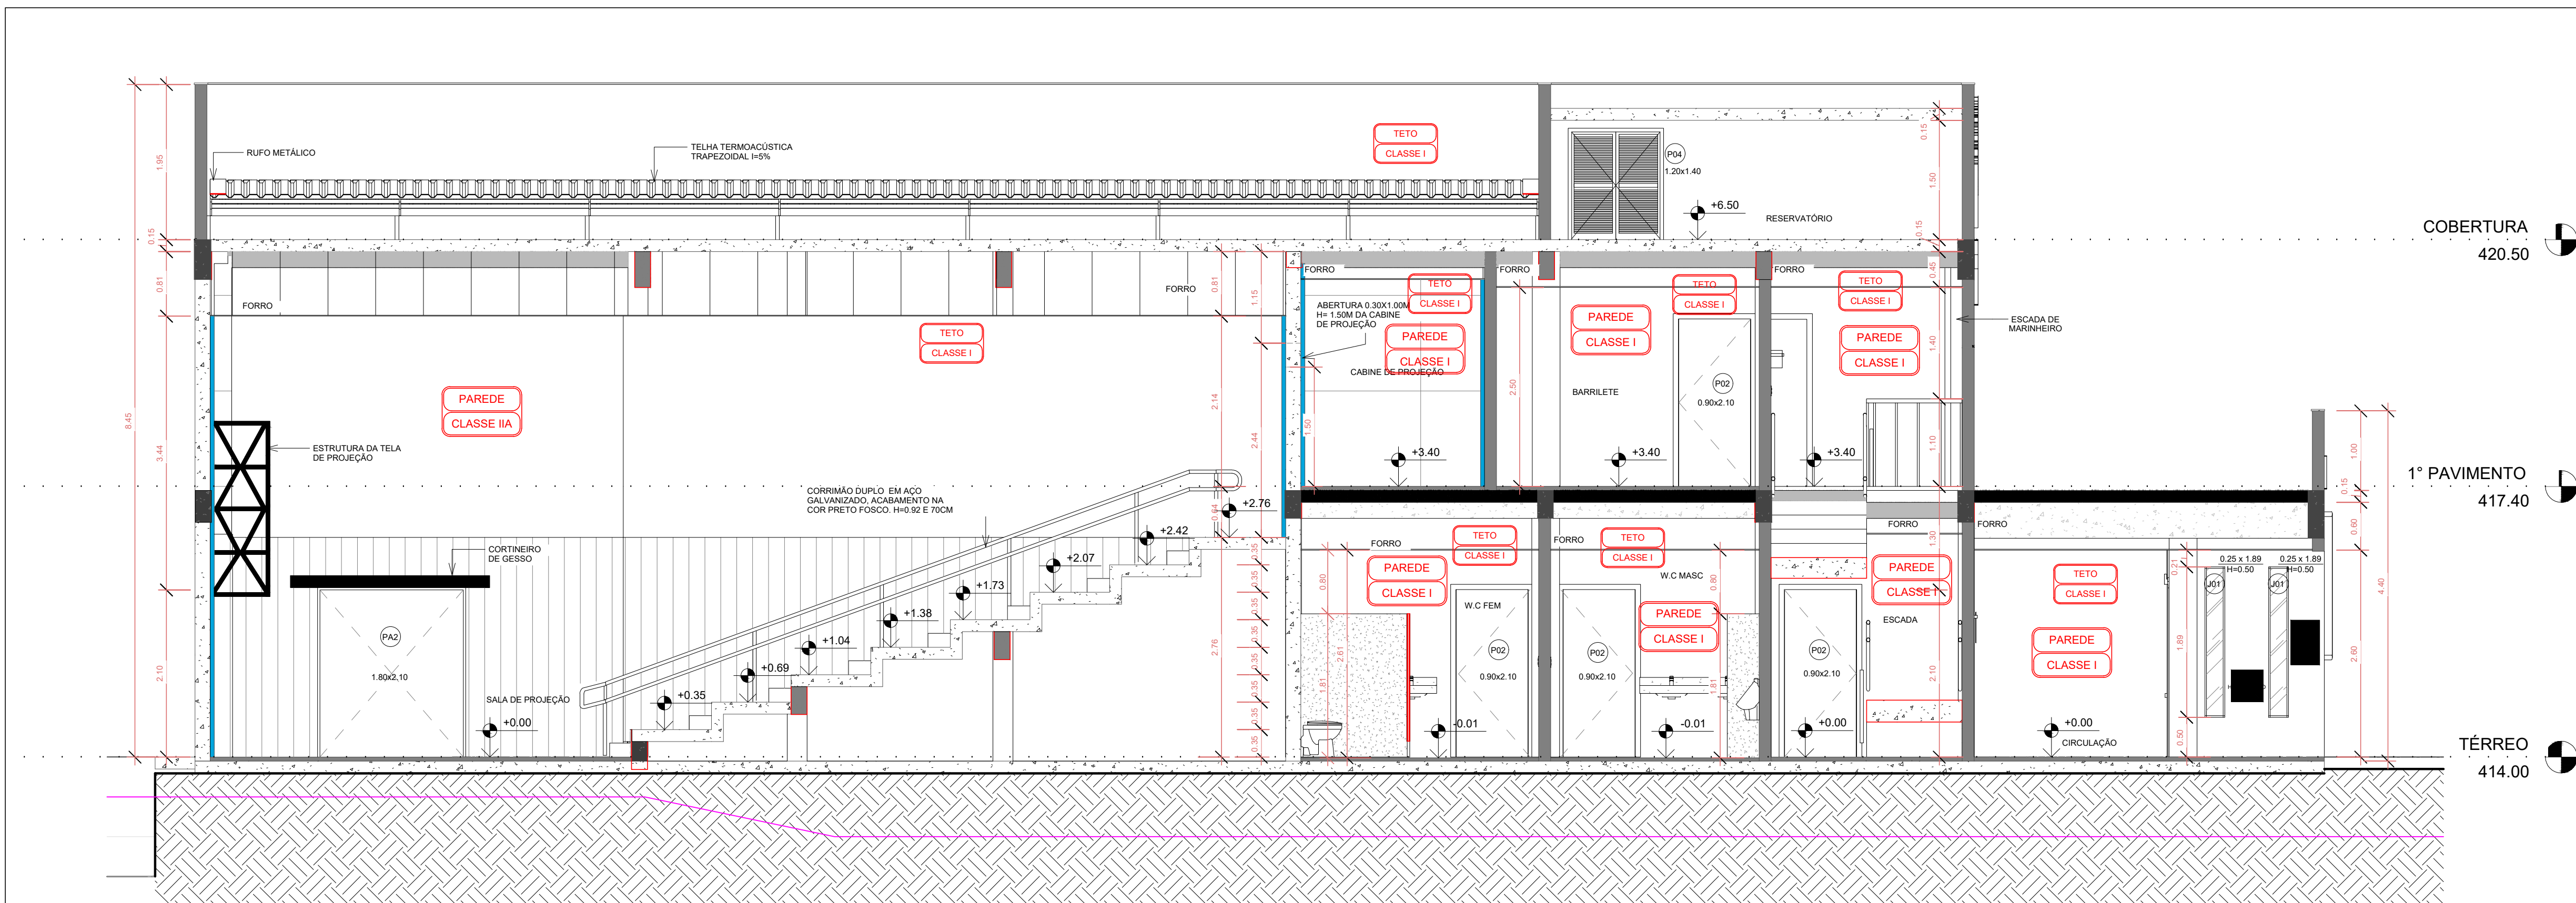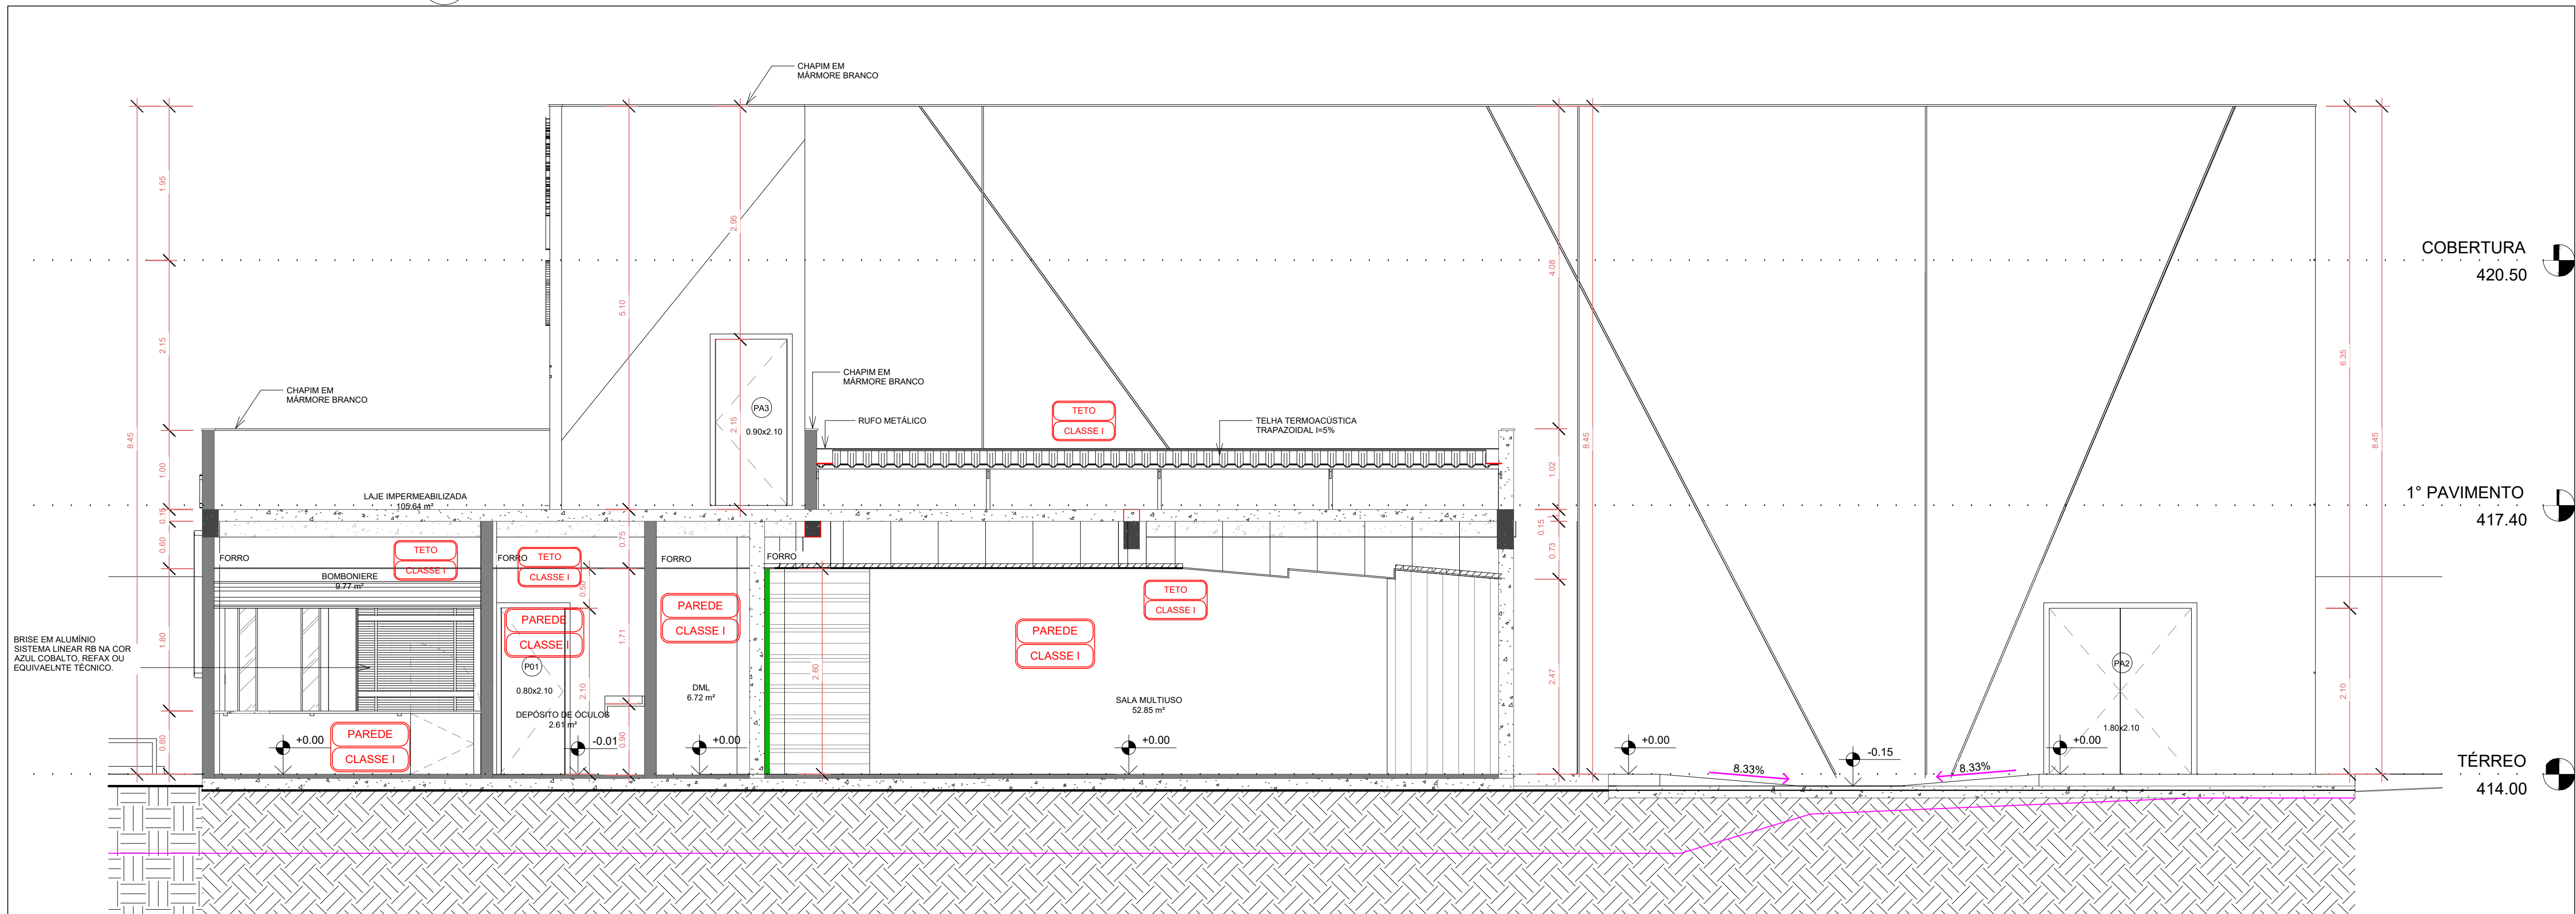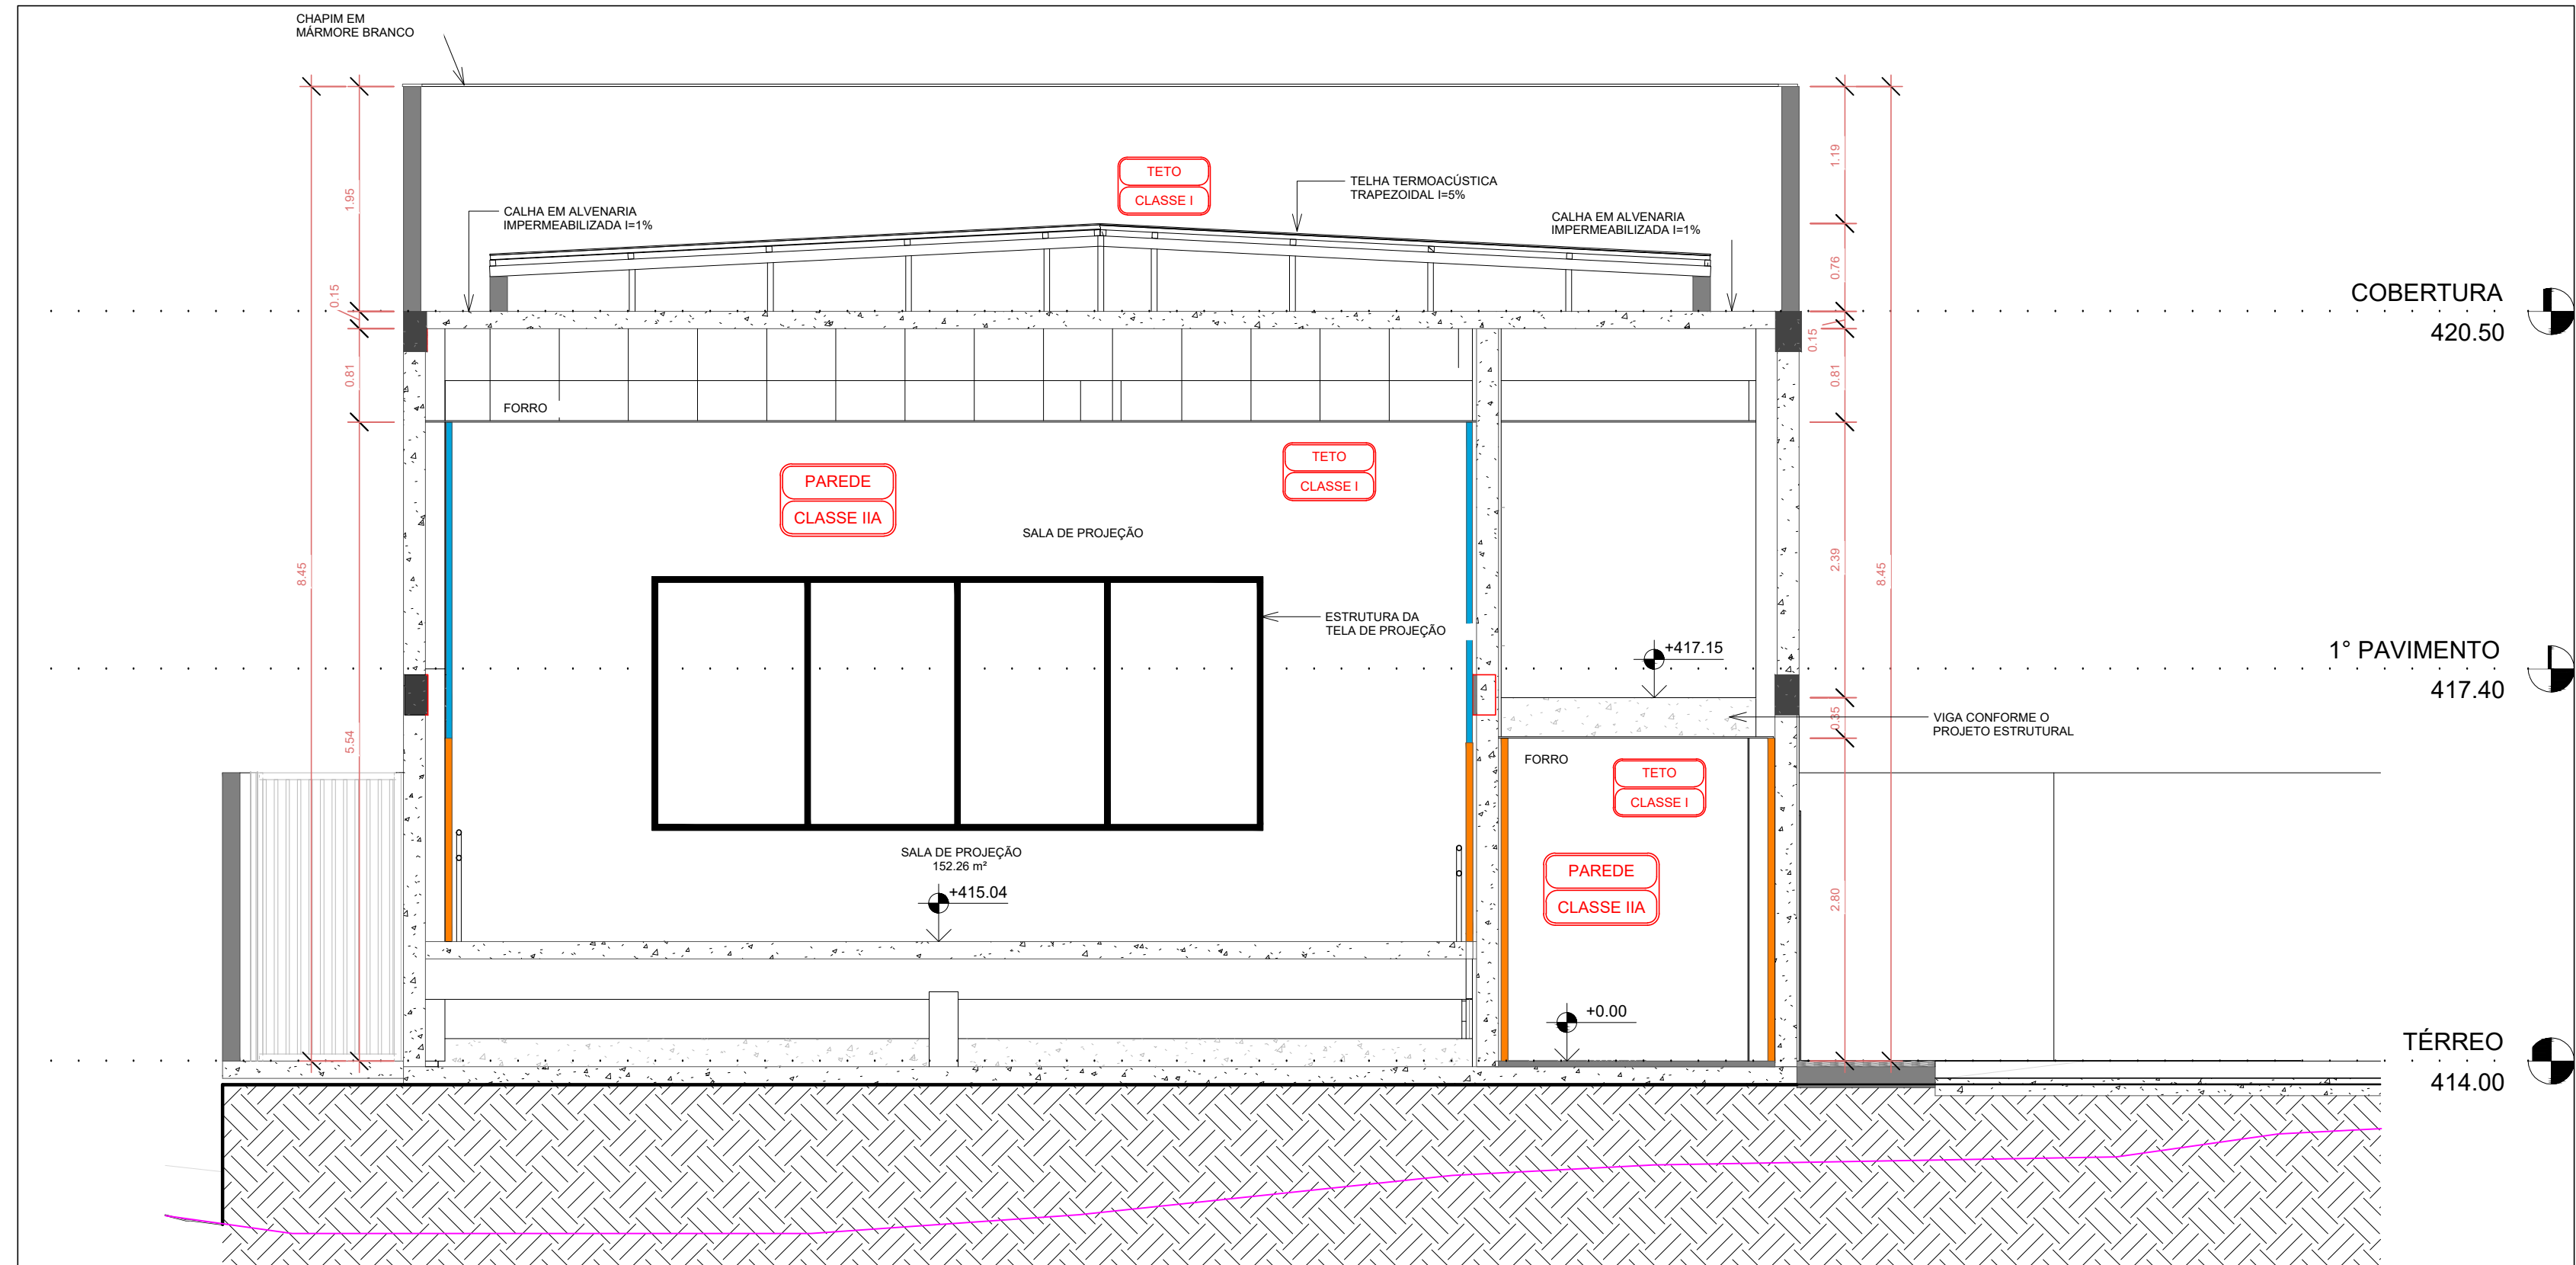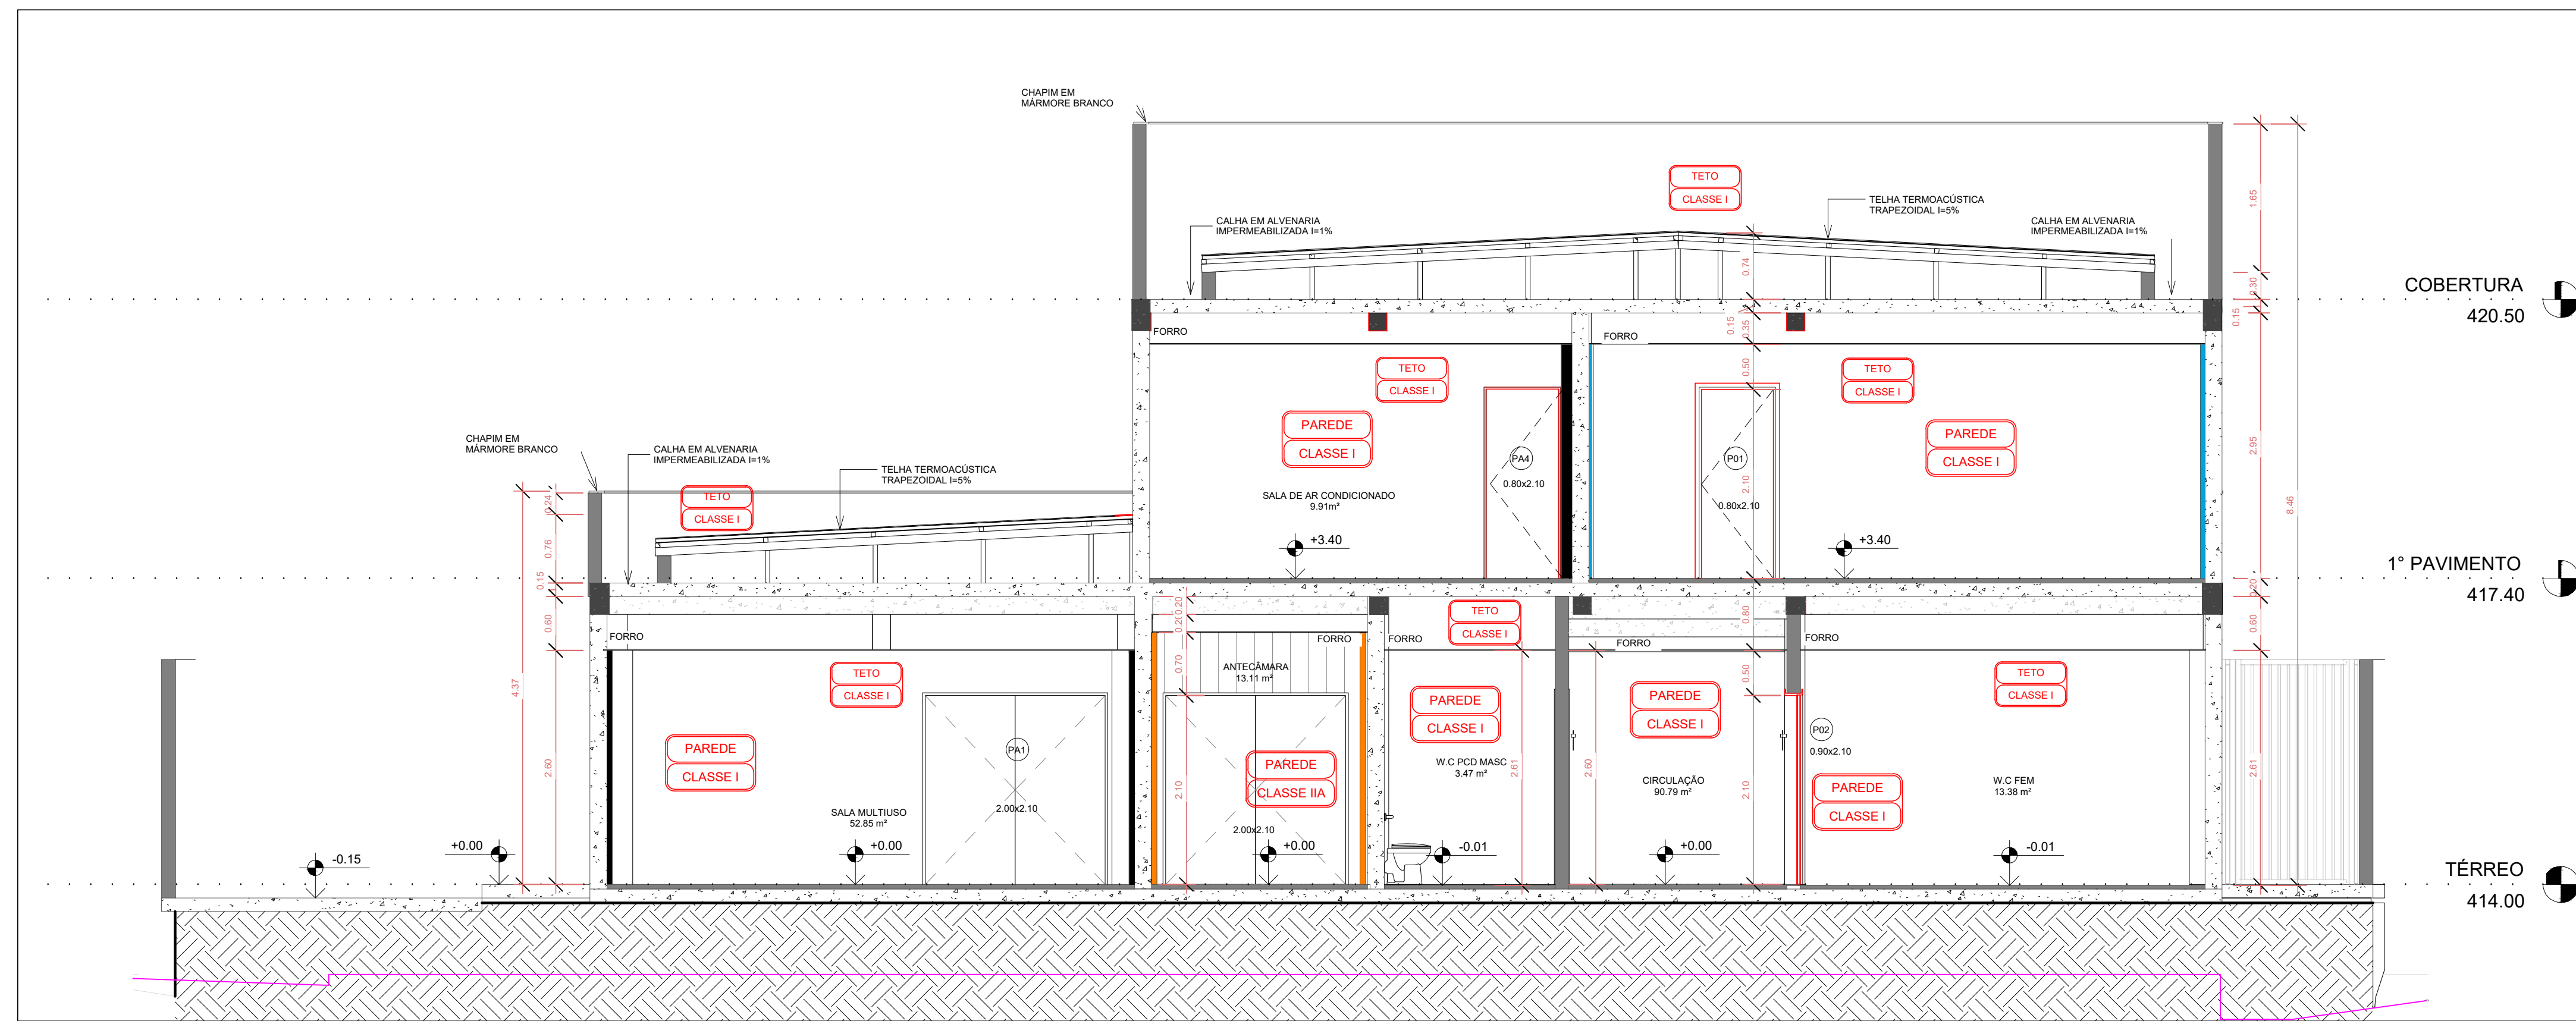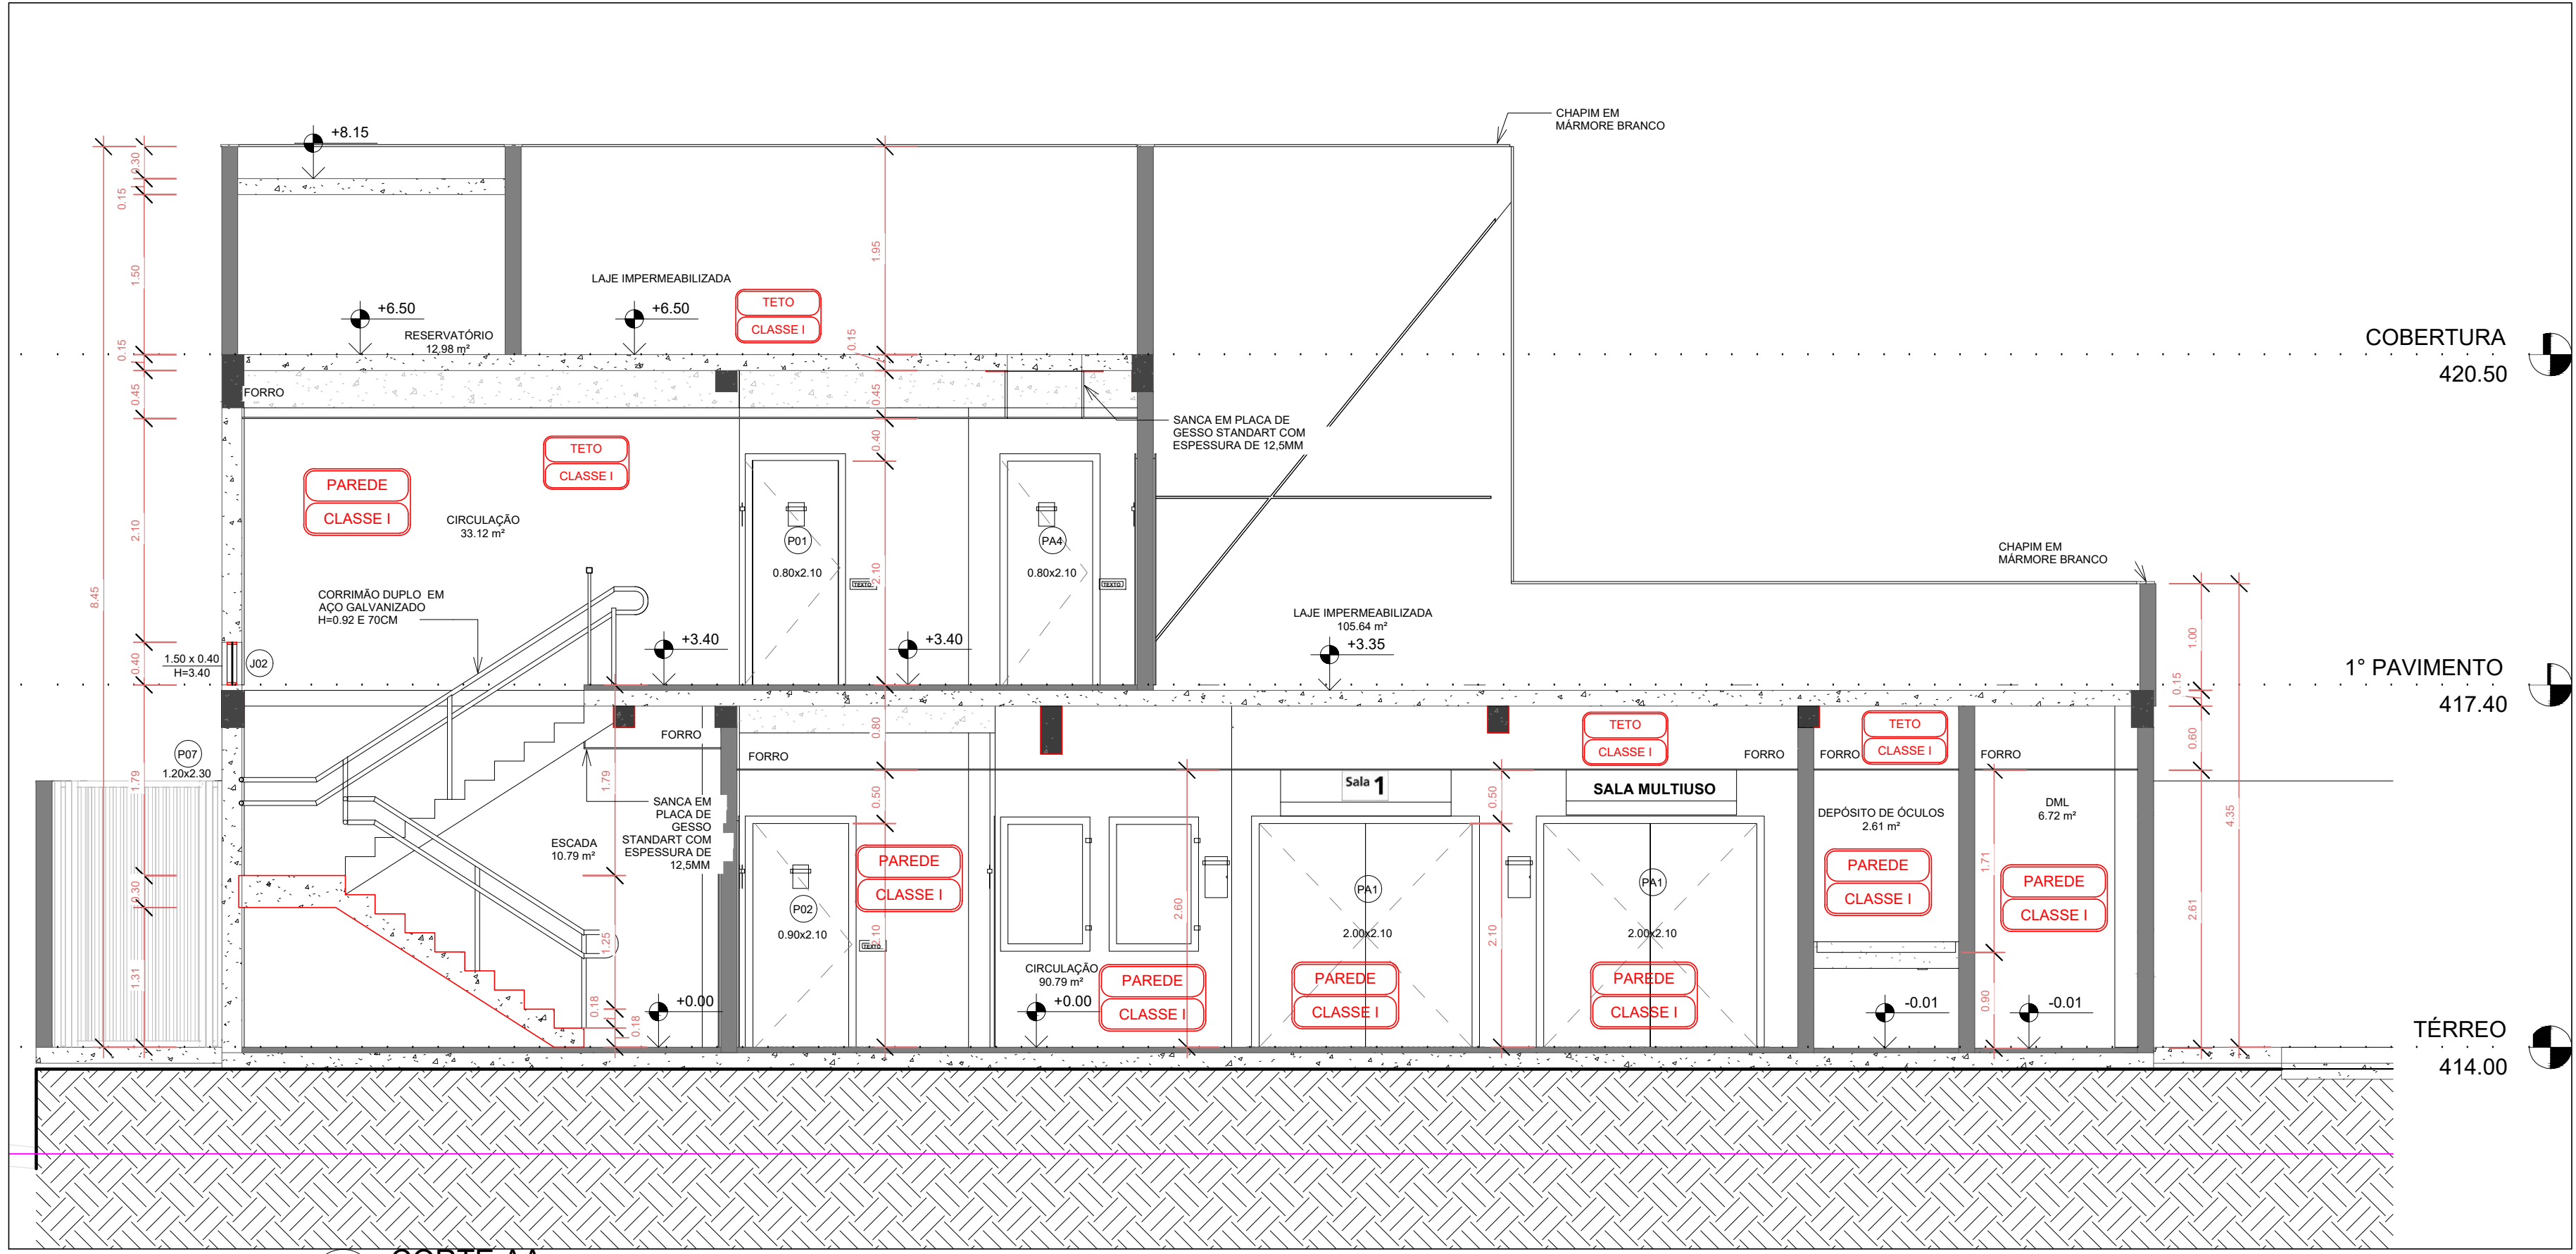

CARIMBO APROVAÇÃO

DE ACORDO: / /

ASS: _____

RESP. TÉCNICO PROJETO DE PREVENÇÃO CONTRA INCÊNDIO E PÂNICO
RENATA BRITO MOTA LAURIA CREA 40.117

ASS: _____

PROPRIETÁRIO: SECRETARIA DE ESTADO DE CULTURA E ECONOMIA CRIATIVA
CNPJ 28001394/000111

CONTRATANTE: **RECÔNCAVO ENGENHARIA E ARQUITETURA**
CNPJ 28.001.394/0001-11

CONTRATANTE: **SECRETARIA DE ESTADO DE CULTURA E ECONOMIA CRIATIVA**

UNIDADE: CINEMA DA CIDADE DE MENDES

PR. Nº: **IN-05/07**

FRANQUIA: CORTES

AUTOR DO PROJETO: RENATA B. M. LAURIA



CAU: 40.117

DESENHO: ANA PAULA LAGO

Nº DE REGISTRO: 2008/104963

DATA: SET/2024

ESCALA: 1:50

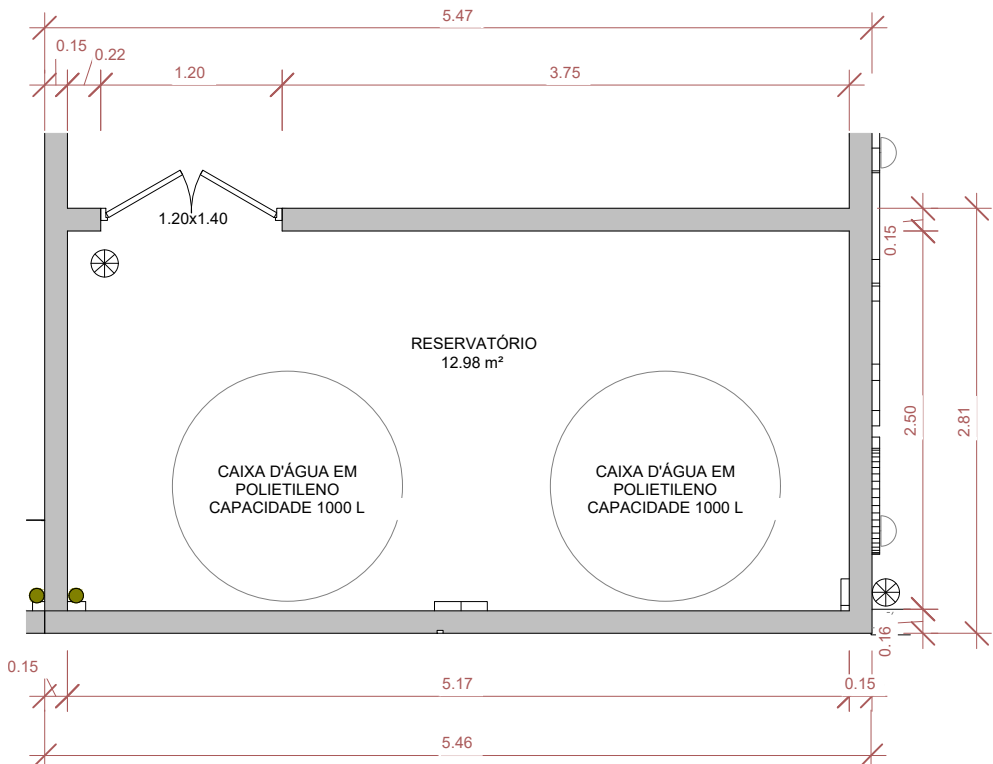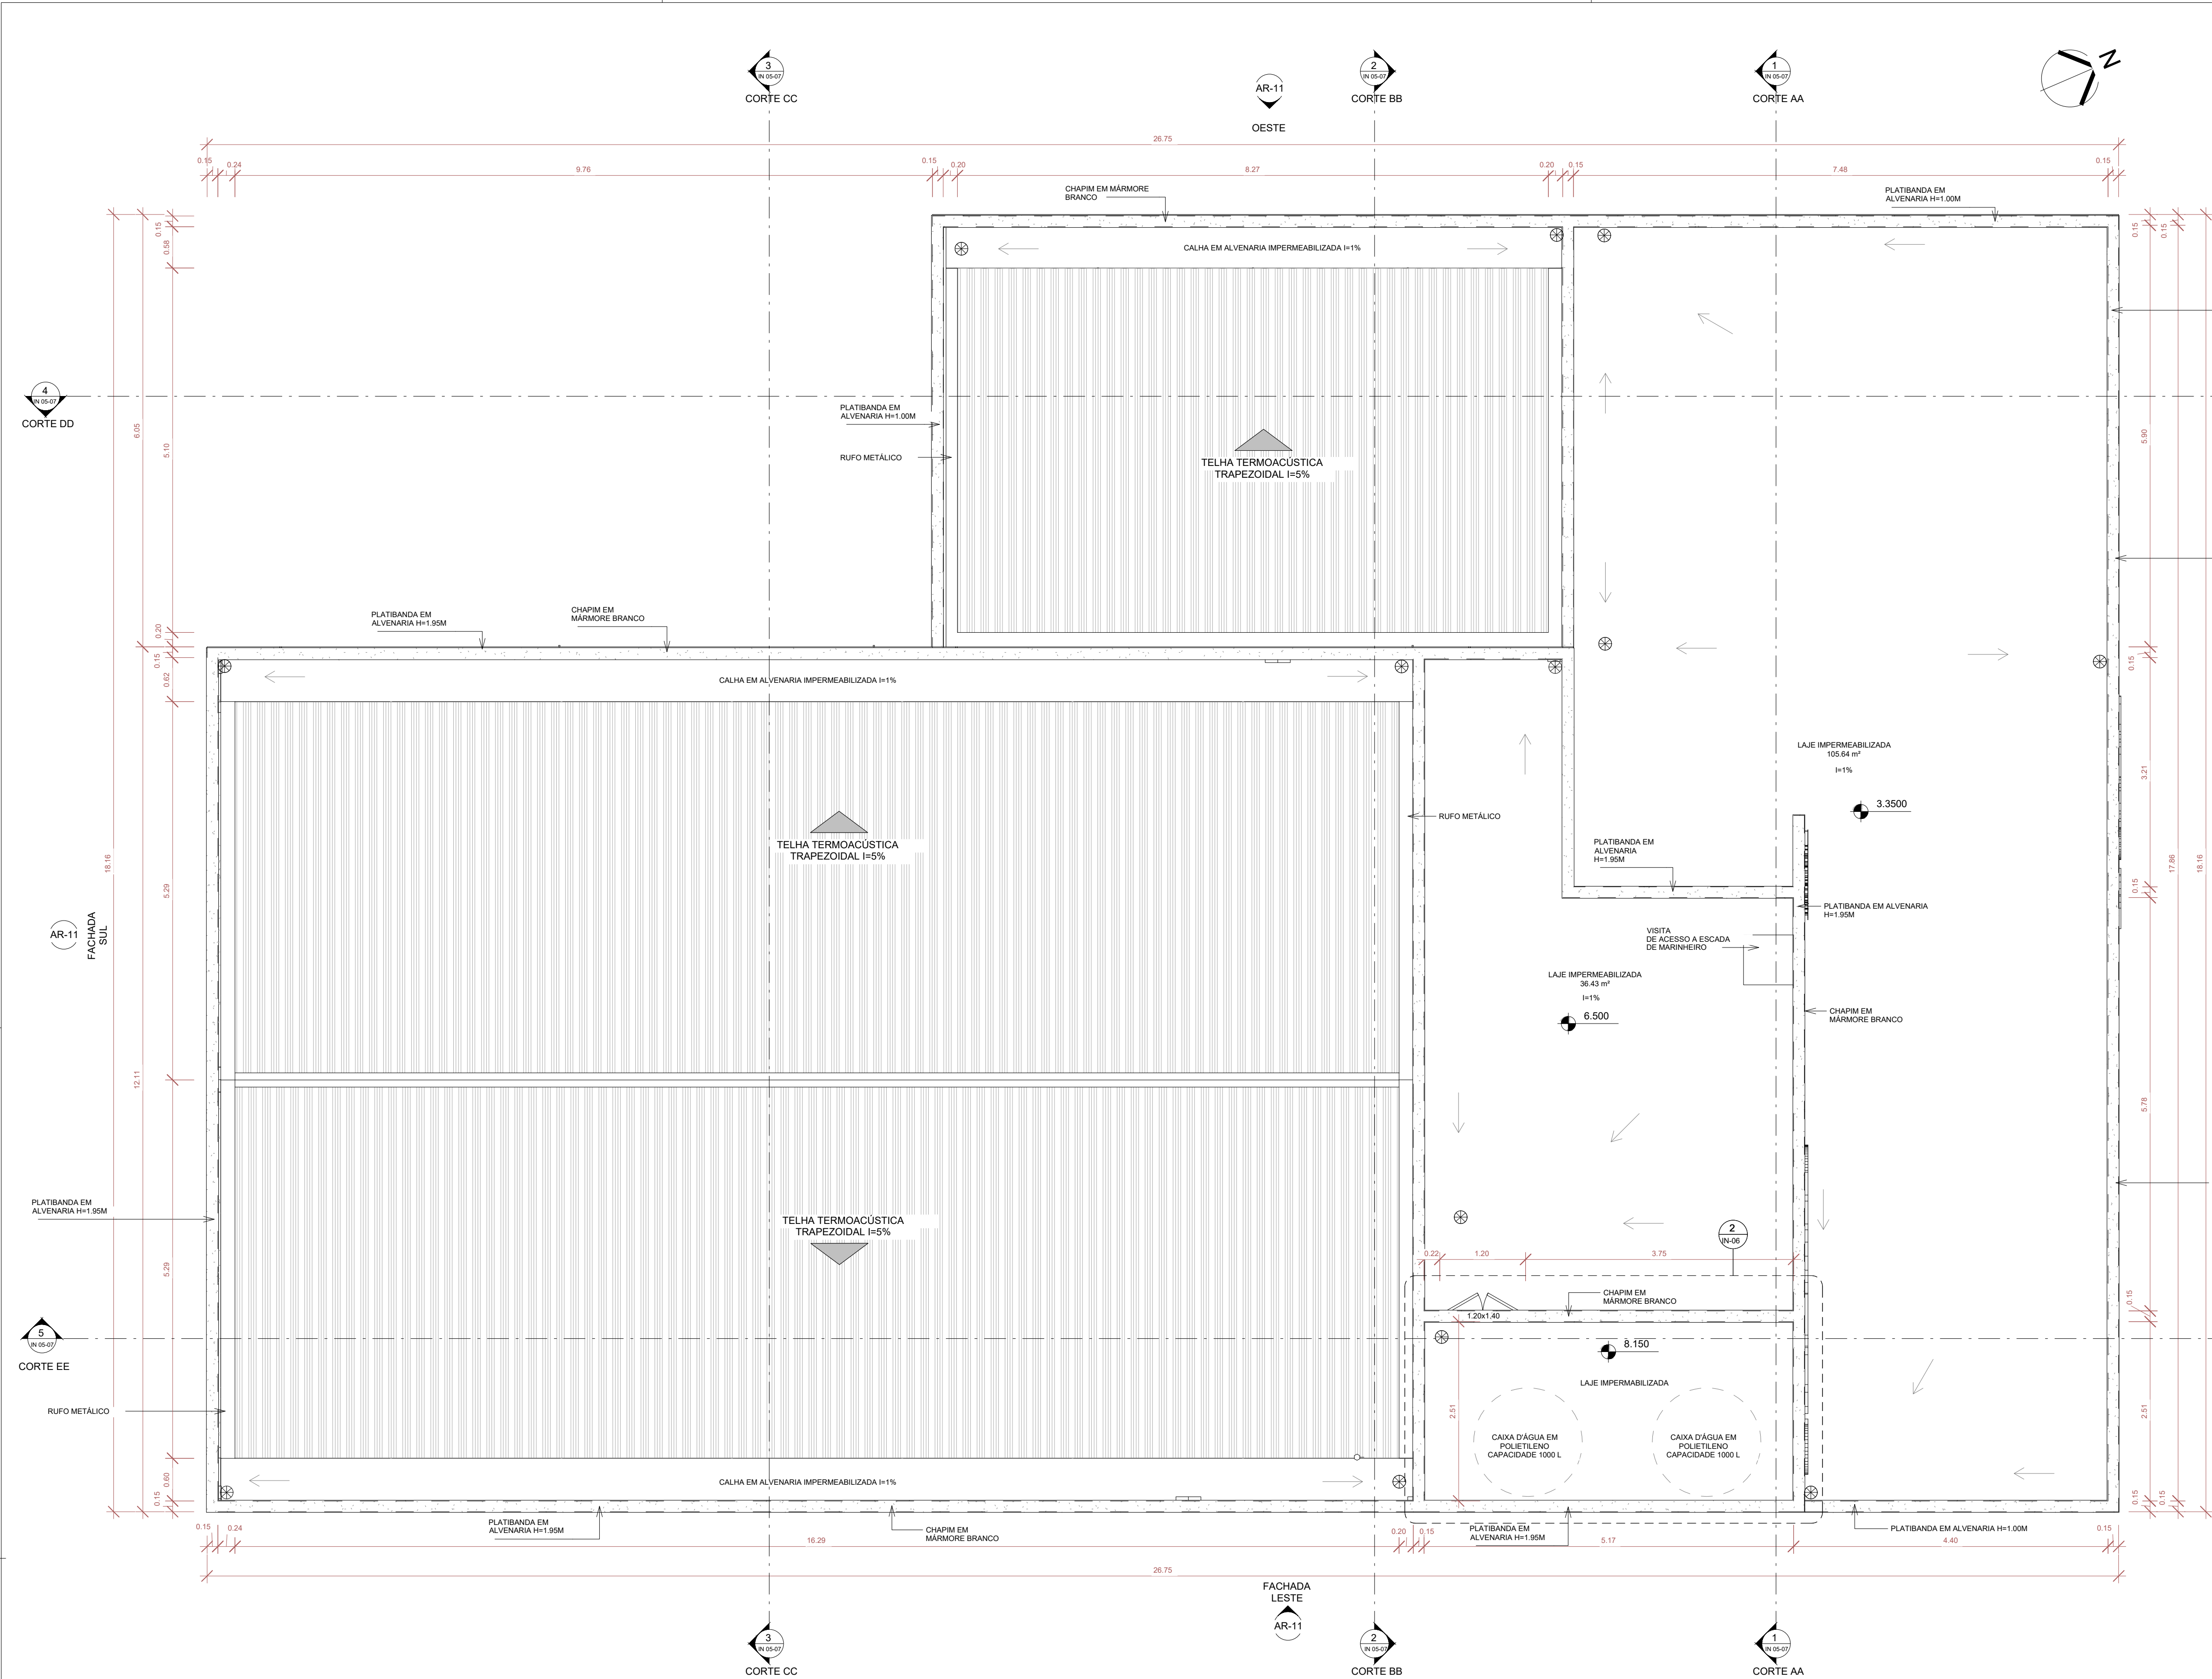

2 DET. RESERVATÓRIO DE ÁGUA
1 : 50

LEGENDA:

- RESPIRO
- RAIO ABACAXI

CARIMBO APROVAÇÃO

documento assinado digitalmente
gov.br RENATA BRITO MOTA LAURIA
Estat: 15/09/2024 12:19:48 (100)
Verifique em: <https://validar.rli.gov.br/>

ASS.:
RESP. TÉCNICO PROJETO DE PREVENÇÃO CONTRA
INCÊNDIO E PÂNICO
RENATA BRITO MOTA LAURIA CREA: 40.117

DE ACORDO: __/__/__

documento assinado digitalmente
gov.br IOLANDA MOITINHO SILVA COSTA
Estat: 13/09/2024 09:36:56 (100)
Verifique em: <https://validar.rli.gov.br/>

ASS.:
AUTOR DO PROJETO ARQUITETÔNICO: IOLANDA MOITINHO
CPF: 048.843.585-46 | SALVADOR/BA - TEL: (71) 99259-0265 | CAU: 00A1591428

ASS.:
PROPRIETÁRIO: SECRETARIA DE ESTADO DE CULTURA E
ECONOMIA CRIATIVA
CNPJ: 28001394100011

CONTRATADA



RECÔNCAVO ENGENHARIA E ARQUITETURA
@reconcavo.es / contato@reconcavo.com.br
SALVADOR/BA - (71) 99259-0265 - CNPJ: 35.102.216/0001-42

CONTRATANTE
**SECRETARIA DE ESTADO DE
CULTURA E ECONOMIA CRIATIVA**

DISCIPLINA:
PREVENÇÃO
CONTRA INCÊNDIO E
PÂNICO

UNIDADE
CINEMA DA CIDADE DE MENDES

PR. Nº
IN-06/07

ENDERECO
RUA MARIA CAETANA / RJ 127, Nº 480, CENTRO, CEP 26700000 -
MENDES / RIO DE JANEIRO

VERSÃO 1ª

PRANCHA
PLANTA DA COBERTURA

PROJETO
EXECUTIVO

AUTOR DO PROJETO
RENATA B. M. LAURIA


CAUCREA
40.117

DESENHO
ANA PAULA LAGO


Nº DE REGISTRO
2008104963

DATA
SET/2024


ESCALA
1 : 50

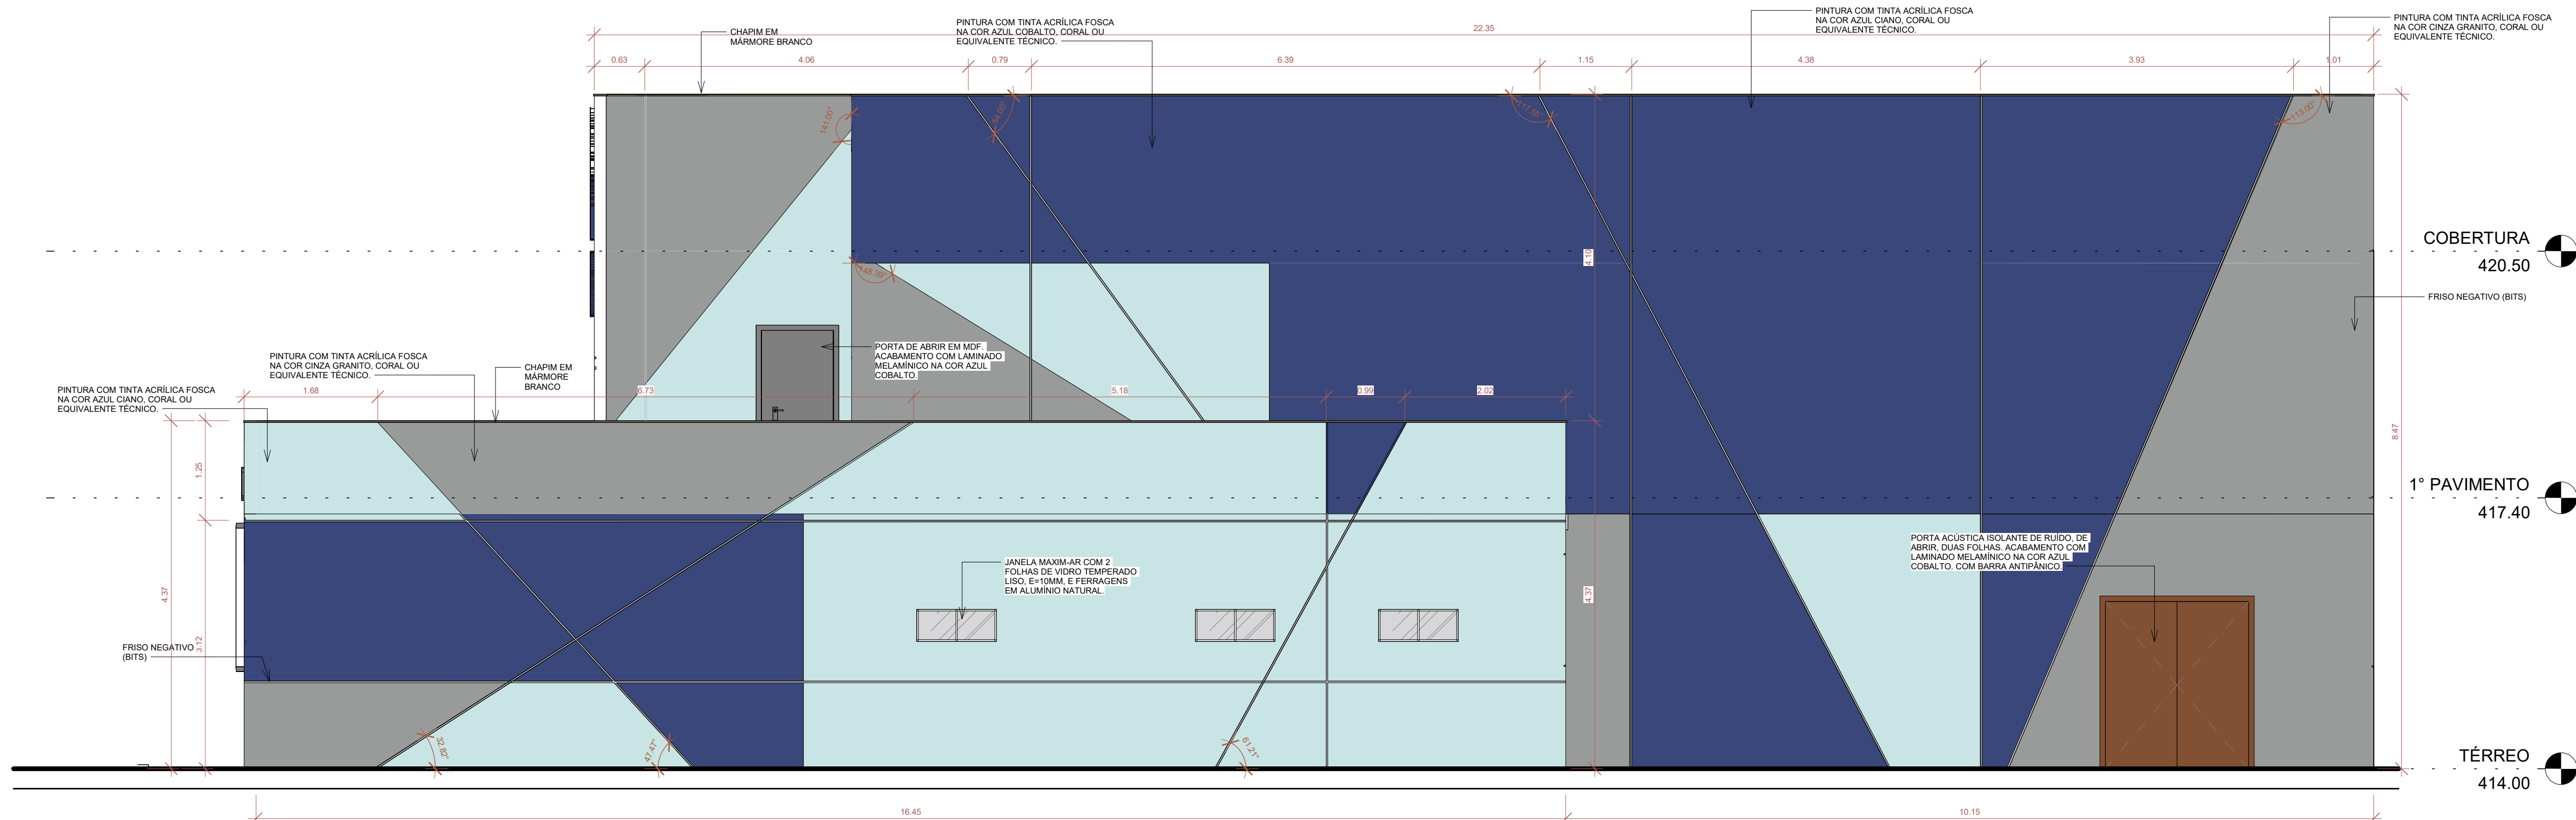


1 FACHADA OESTE
1:50

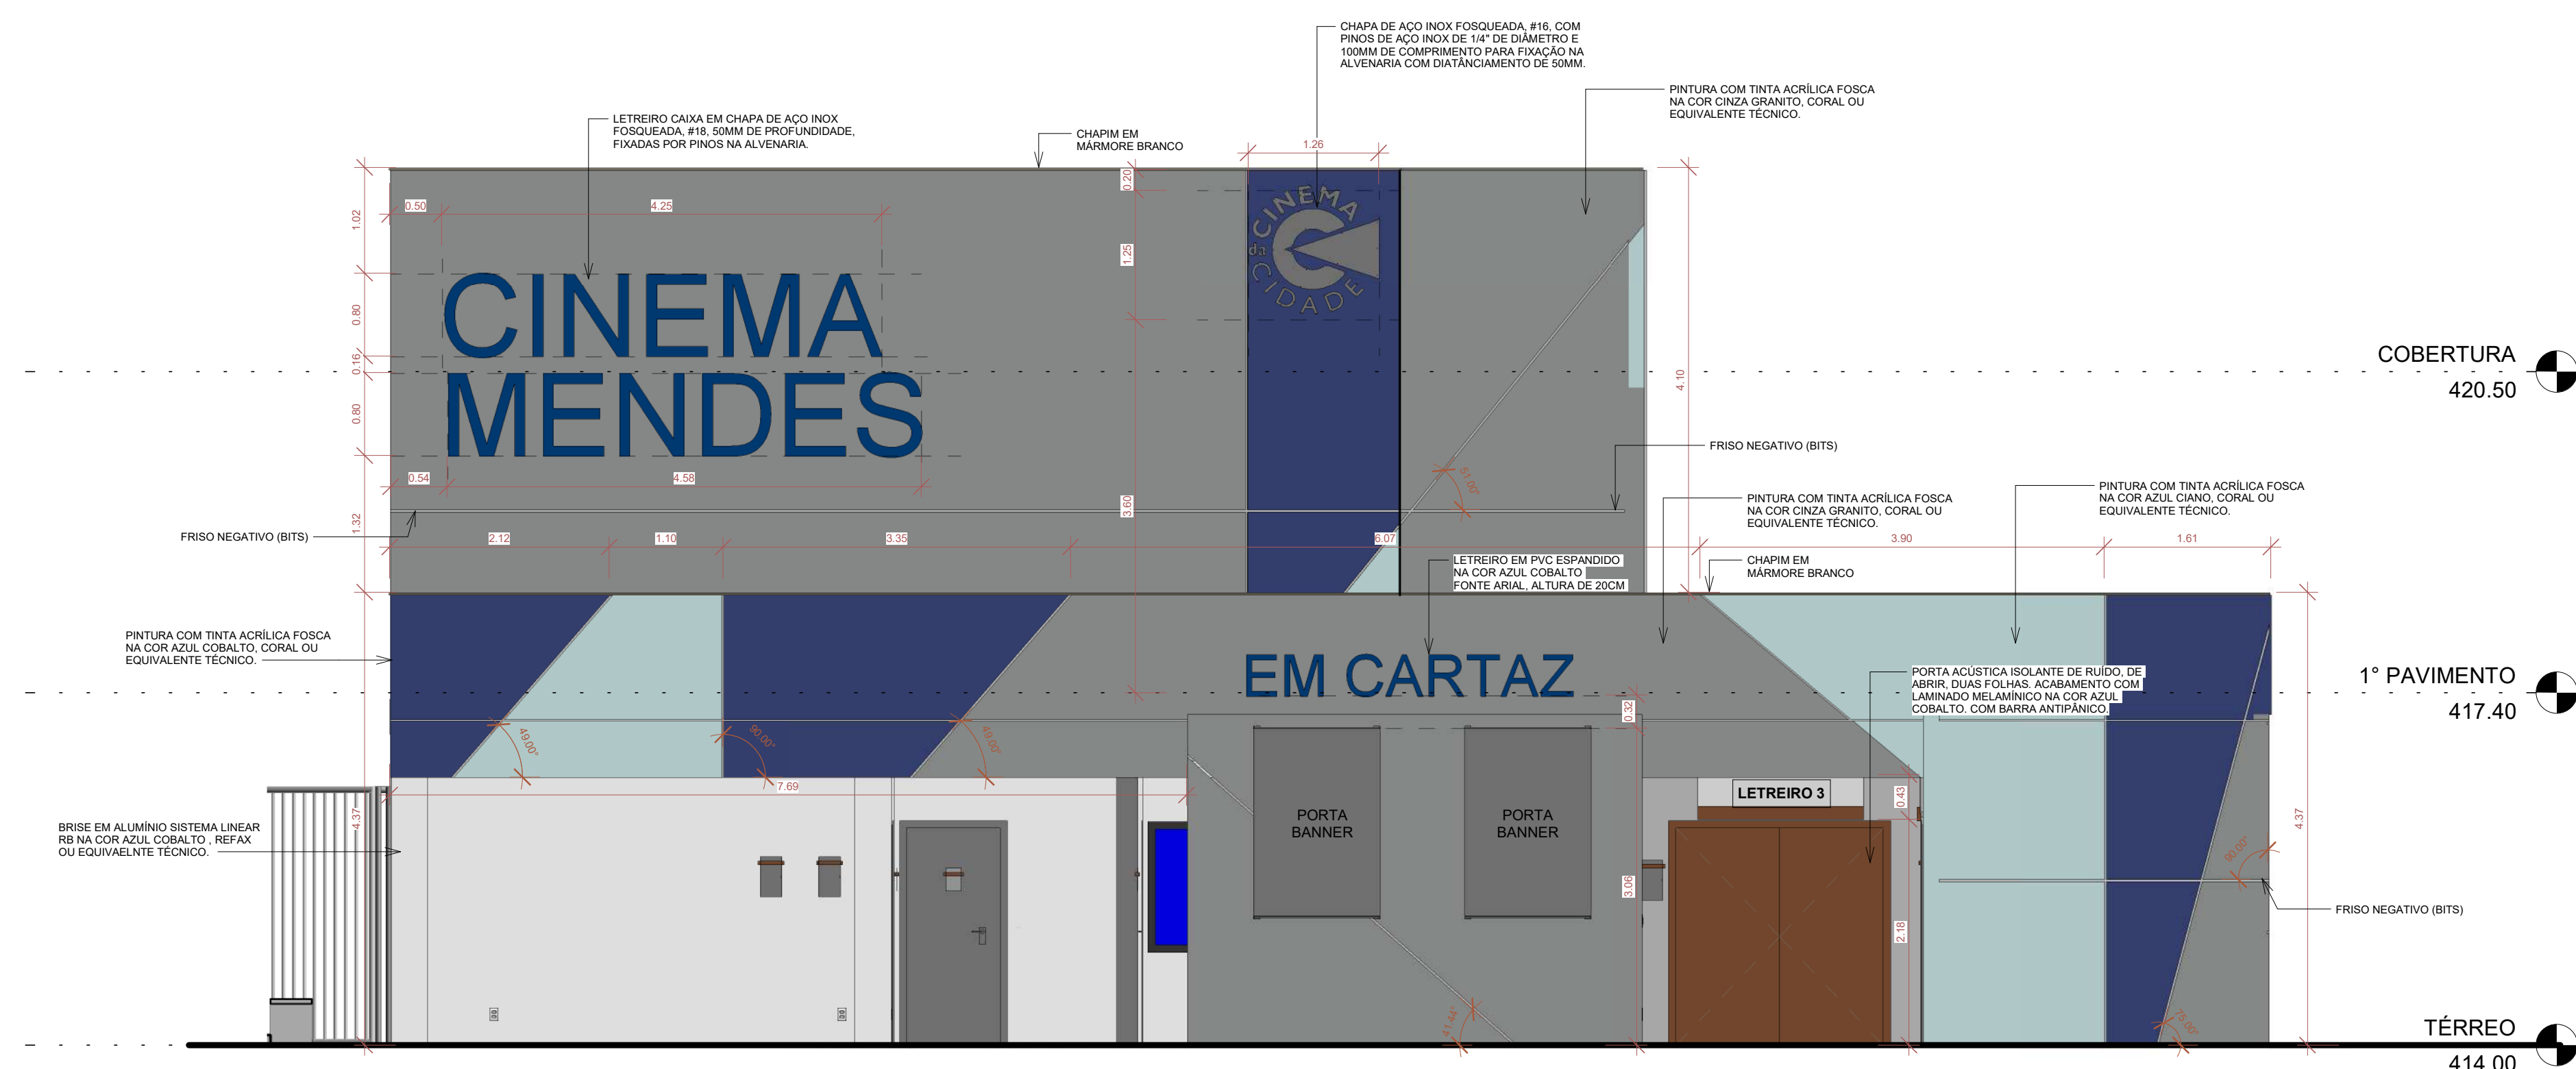


2 FACHADA NORTE
1:50

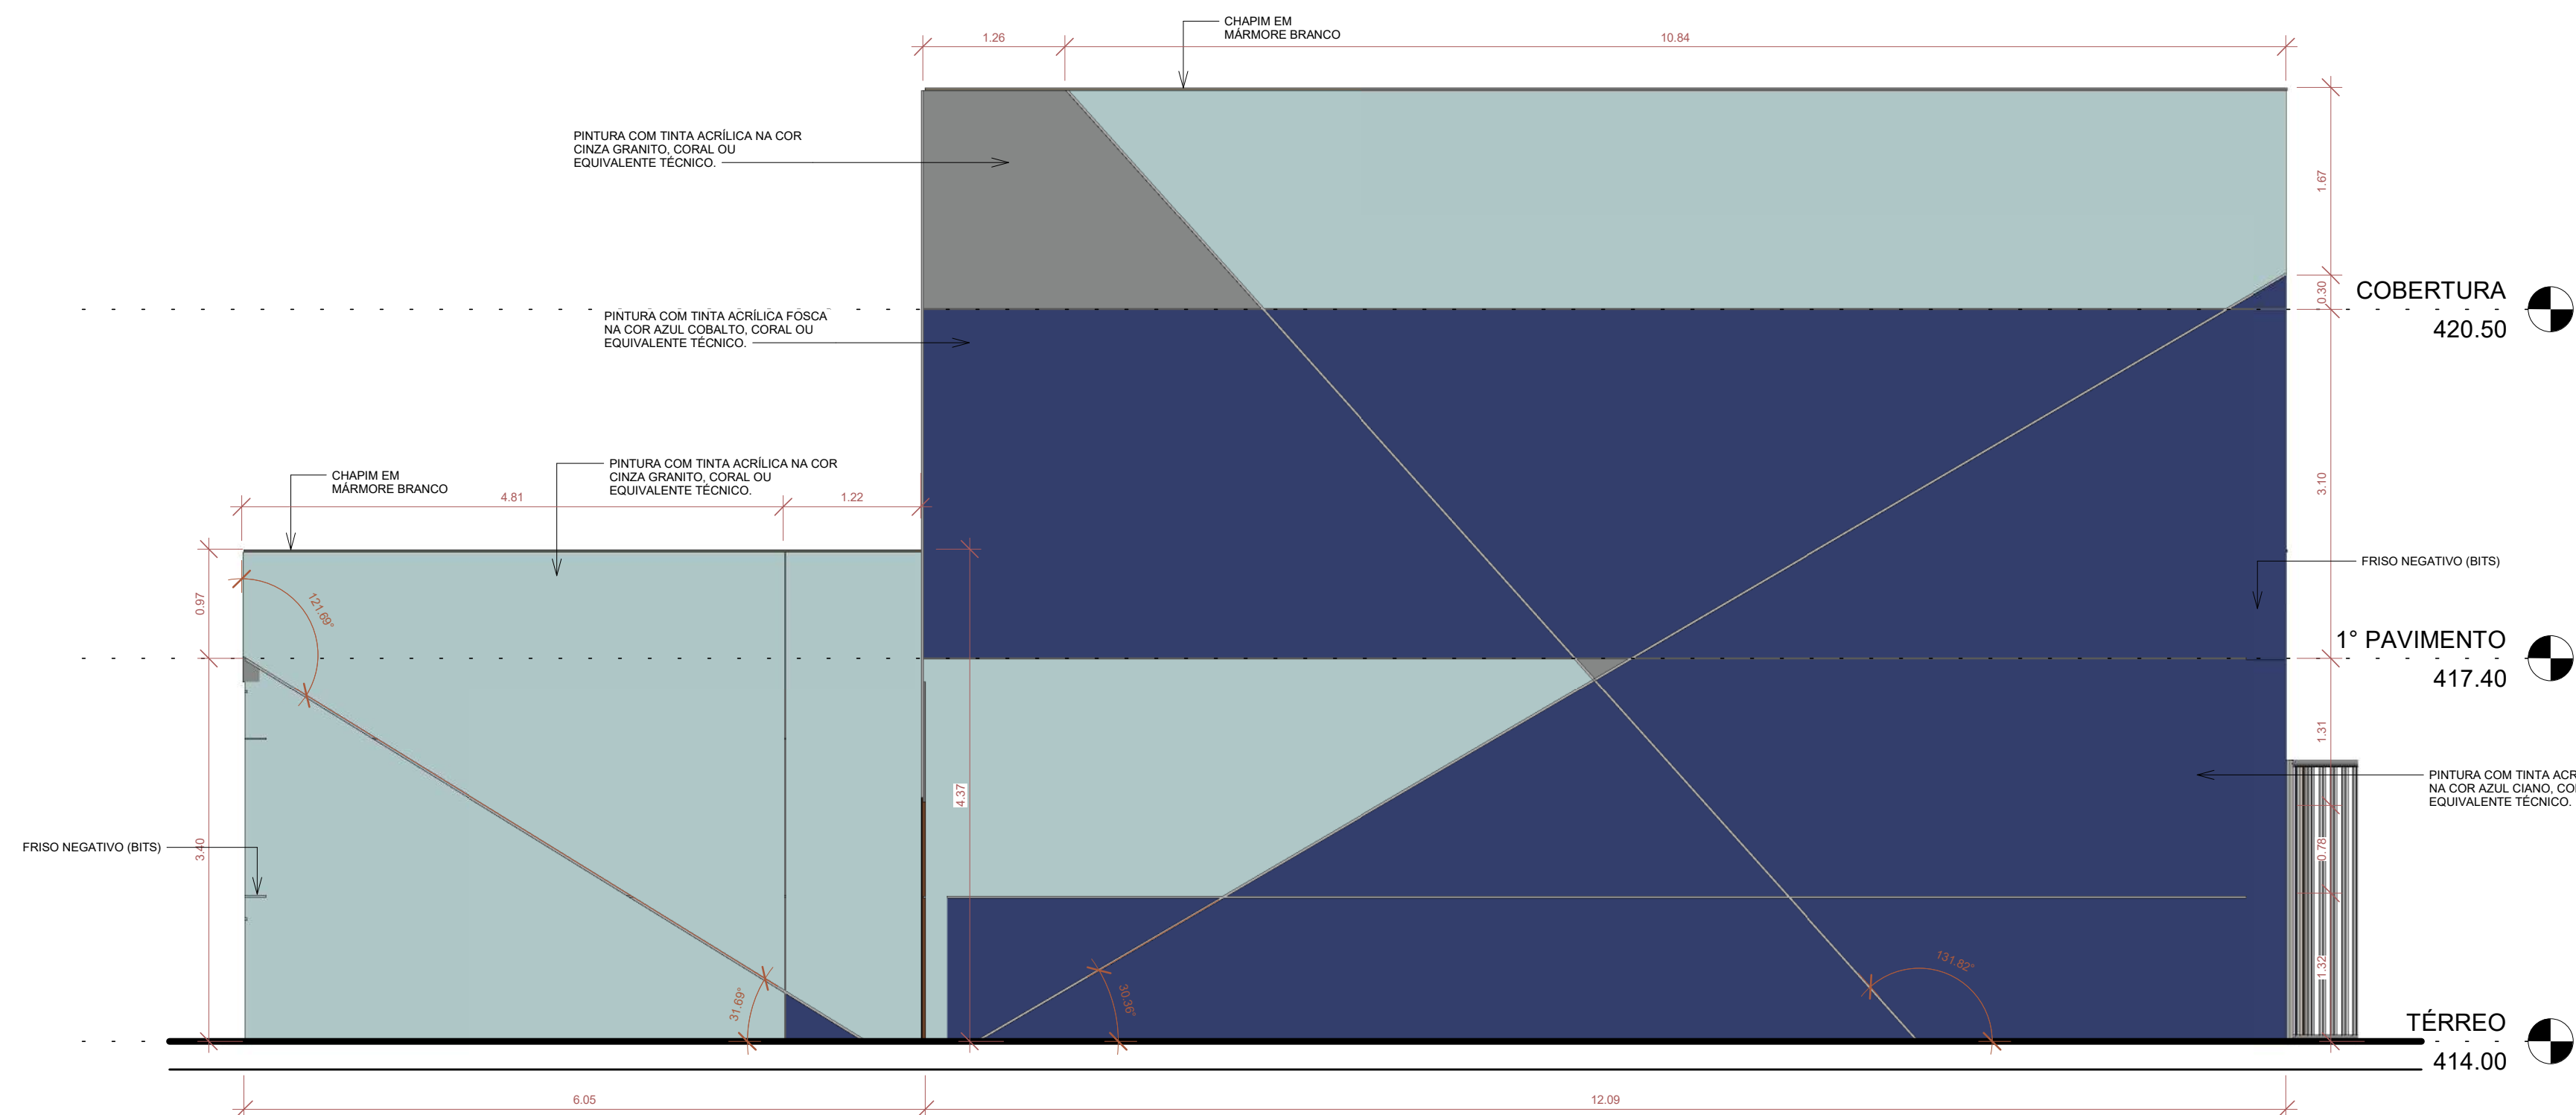

4 FACHADA SUL
1:50

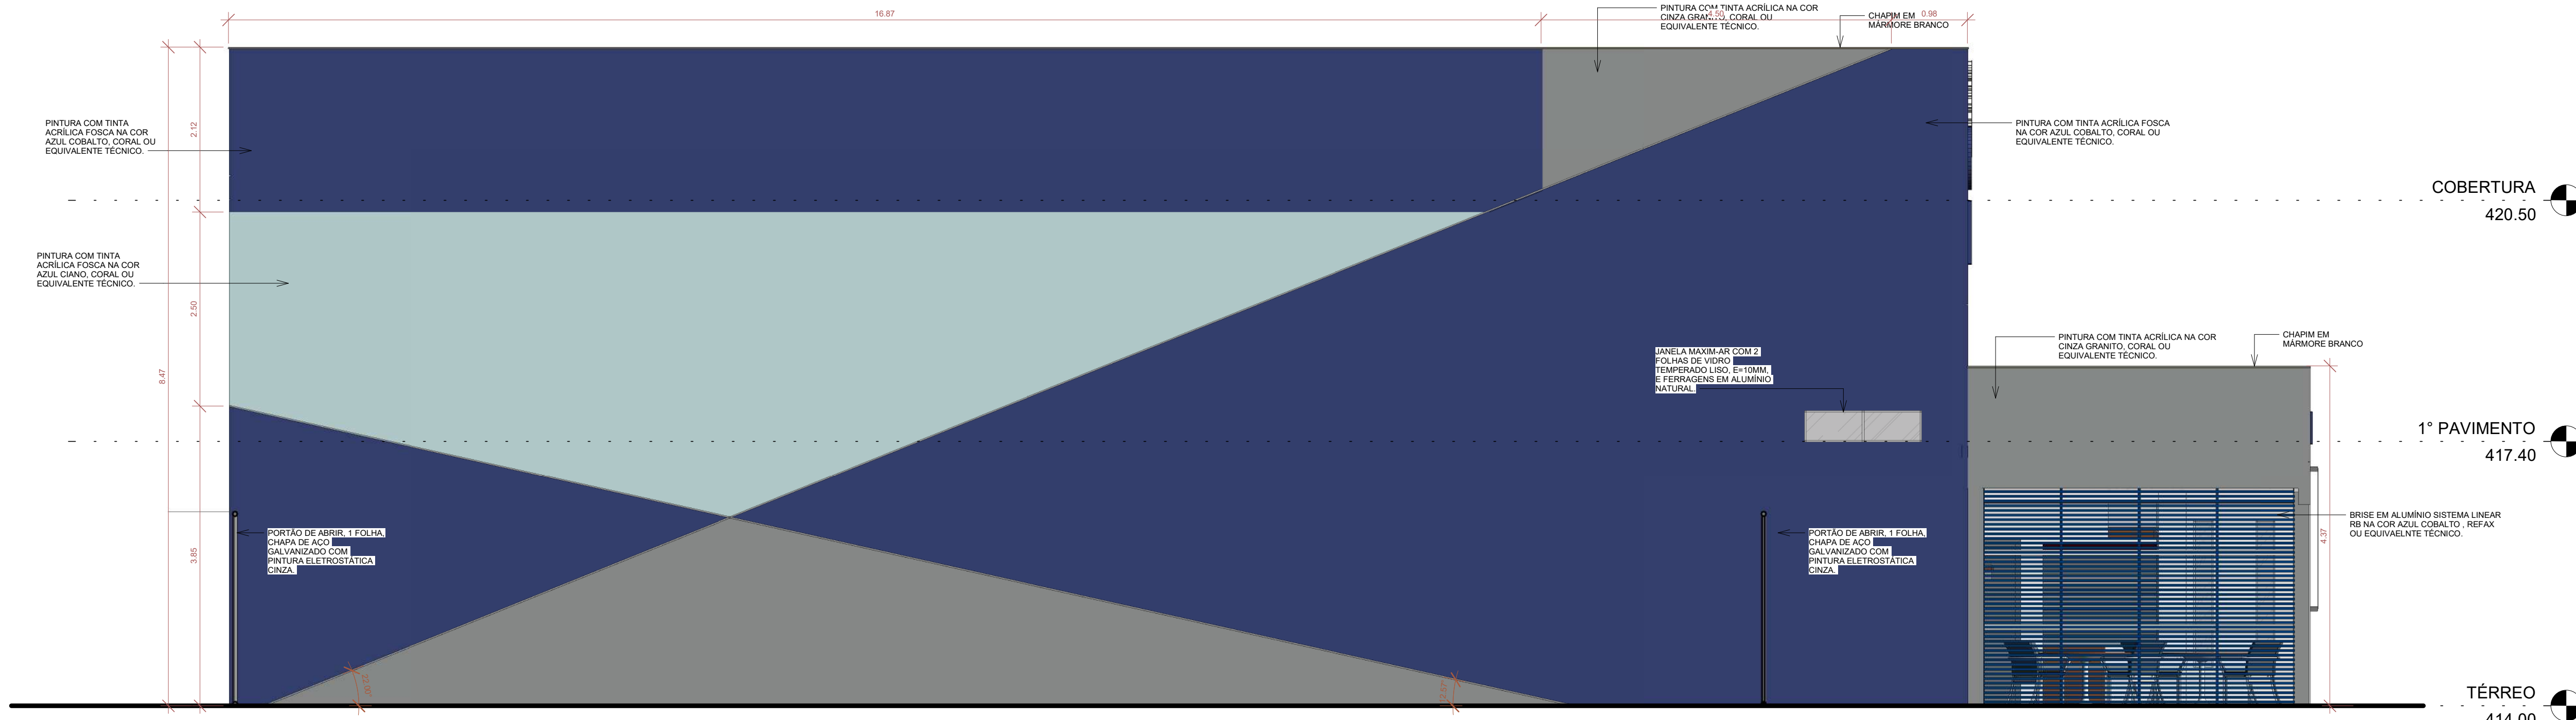

3 FACHADA LESTE
1:50

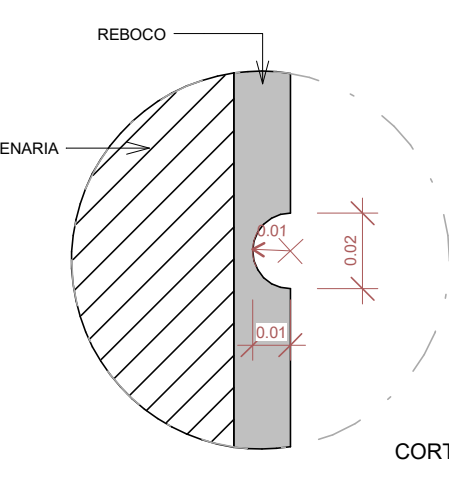

DET. FRISO NEGATIVO
1:2

CARIMBO APROVAÇÃO					
DOCUMENTO ASSINADO DIGITALMENTE gobry RENATA BRITO MOTA LAURIA Assinatura digitalizada por RENATA BRITO MOTA LAURIA Válida até 10/07/2024 Válida em: https://validar.fls.gobry		DE ACORDO: ____ / ____ / ____			
ASS: _____ RESP. TÉCNICO PROJETO DE PREVENÇÃO CONTRA INCÊNDIO E PÂNICO RENATA BRITO MOTA LAURIA - CREA: 40.117		ASS: _____ PROPRIETÁRIO: SECRETARIA DE ESTADO DE CULTURA E ECONOMIA CRIATIVA CNPJ: 28.957.334/0001-11			
ASS: _____ AUTOR DO PROJETO ARQUITETÔNICO: IOLANDA MOTTINHO CPF: 048.843.345-46 SALVADOR, BA, 13/07/2024 CONTATO: 084.5594428		CONTRATANTE SECRETARIA DE ESTADO DE CULTURA E ECONOMIA CRIATIVA UNIDADE: CINEMA DA CIDADE DE MENDES ENDEREÇO: RUA MARIA CAETANA, 181, 137, N° 460, CENTRO, CEP 26702000 - MENDES / RIO DE JANEIRO FRANQUIA: FACHADAS AUTOR DO PROJETO: RENATA B. M. LAURIA CNPJ: 40.117		CONTRATADA RECÔNCAVO ENGENHARIA E ARQUITETURA CNPJ: 17.963.028-08 CREA: 05.022.256000-42 PROPOSTA: PREVENÇÃO CONTRA INCÊNDIO E PÂNICO PL. N°: IN-07/07 VERSÃO: _____ PROJETO EXECUTIVO DATA: SET/2024 ESCALA: 1:50	